


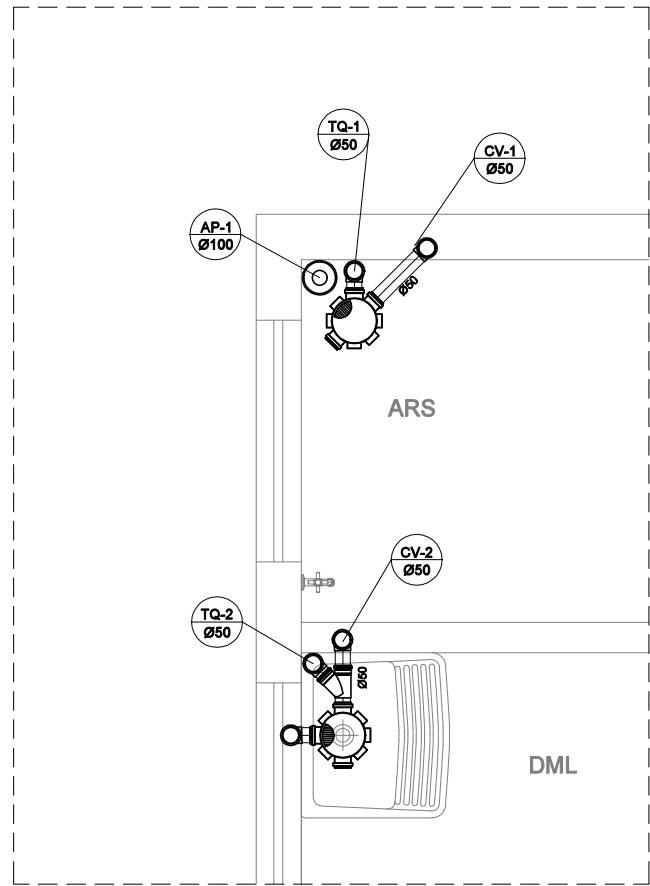


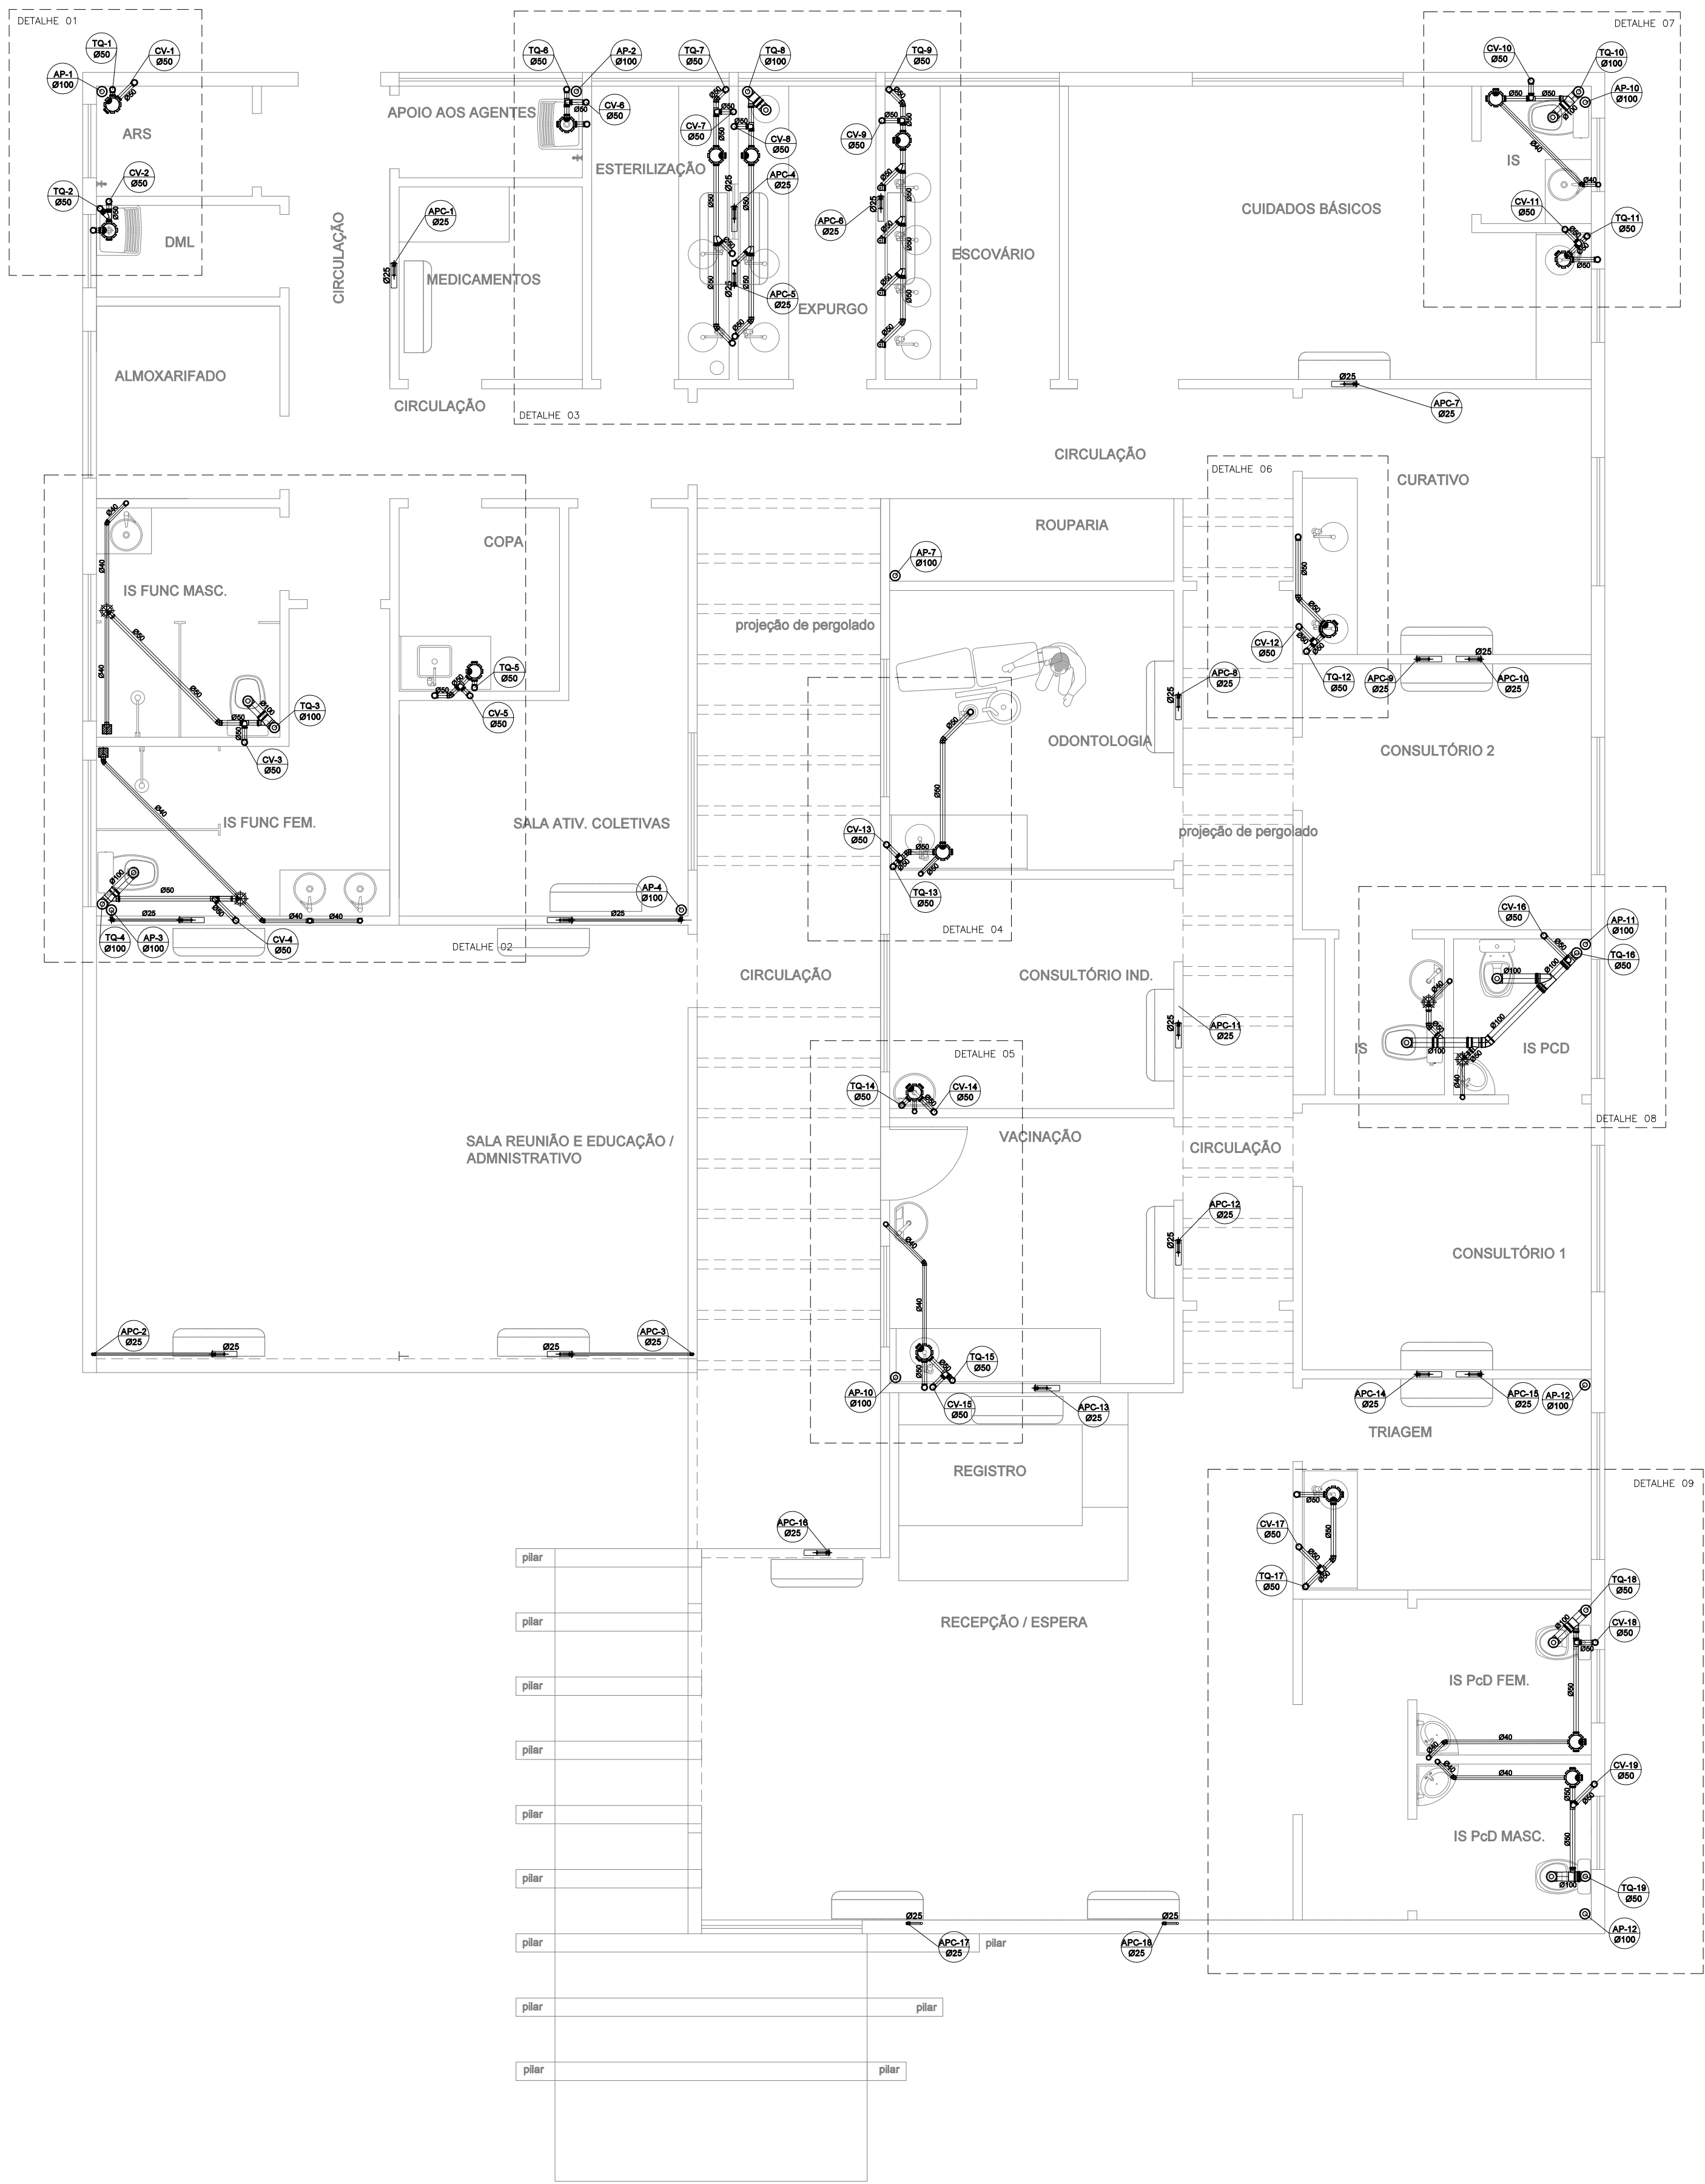


DETALHE 01 AMPLIADO

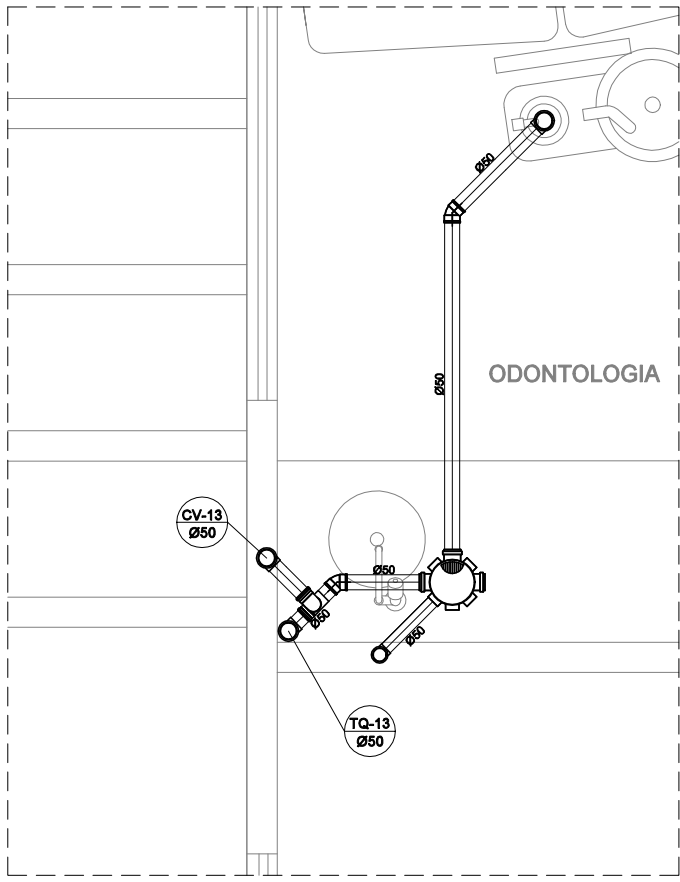


DETALHE 04 AMPLIADO

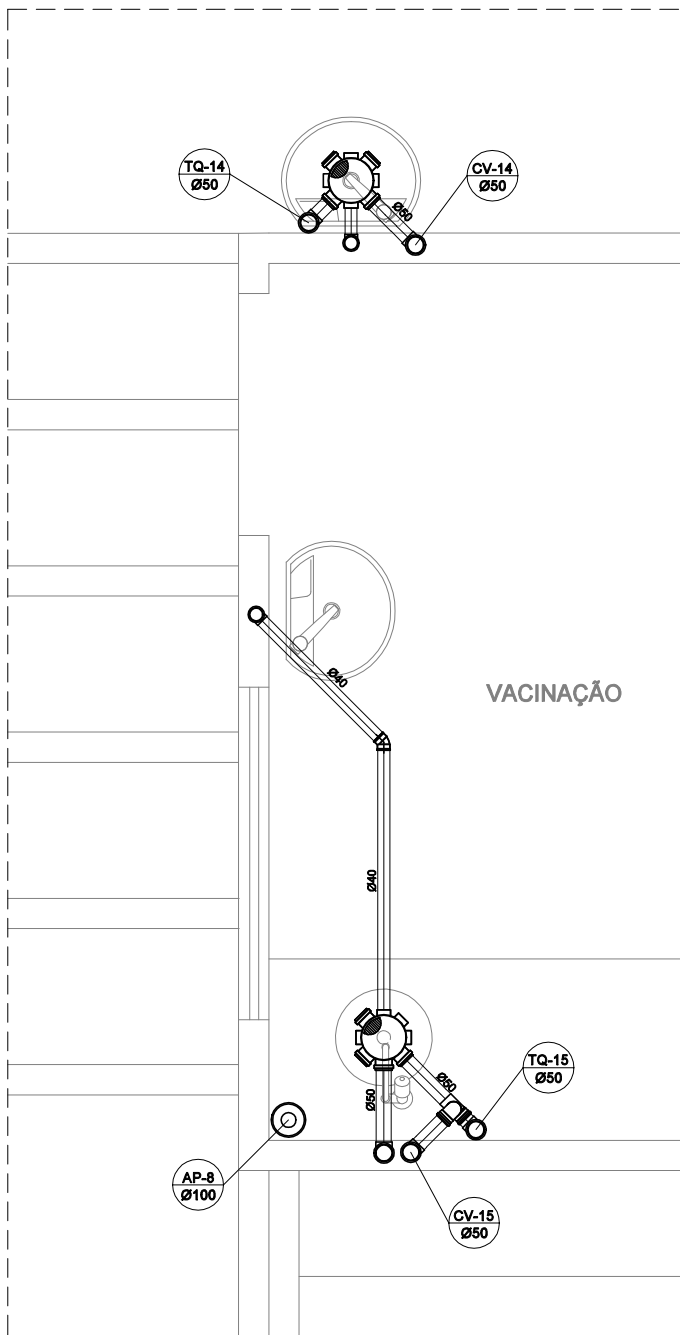

DETALHE 05 AMPLIADO

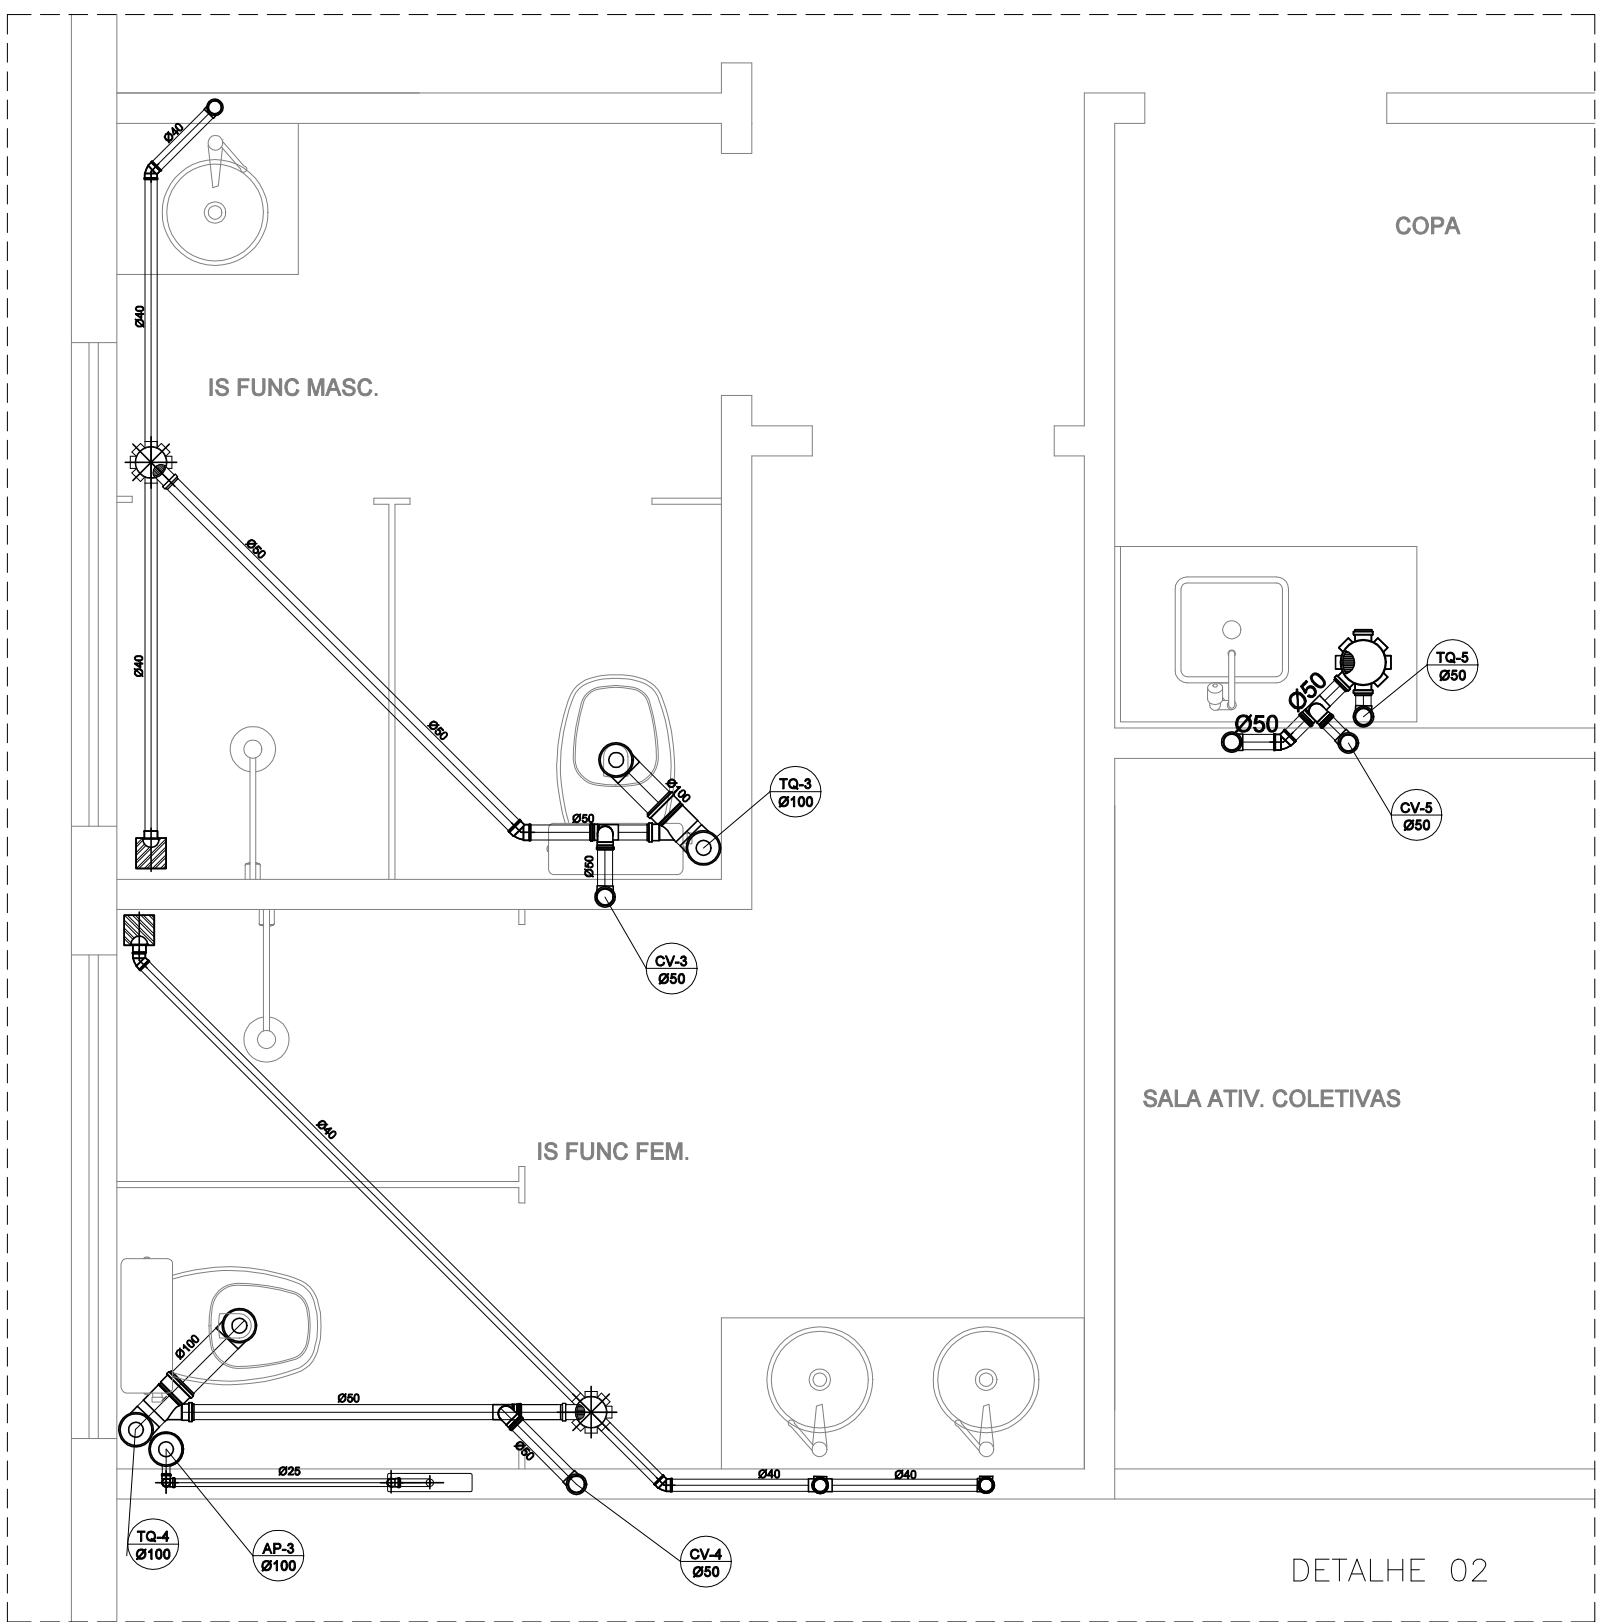

DETALHE 02 AMPLIADO

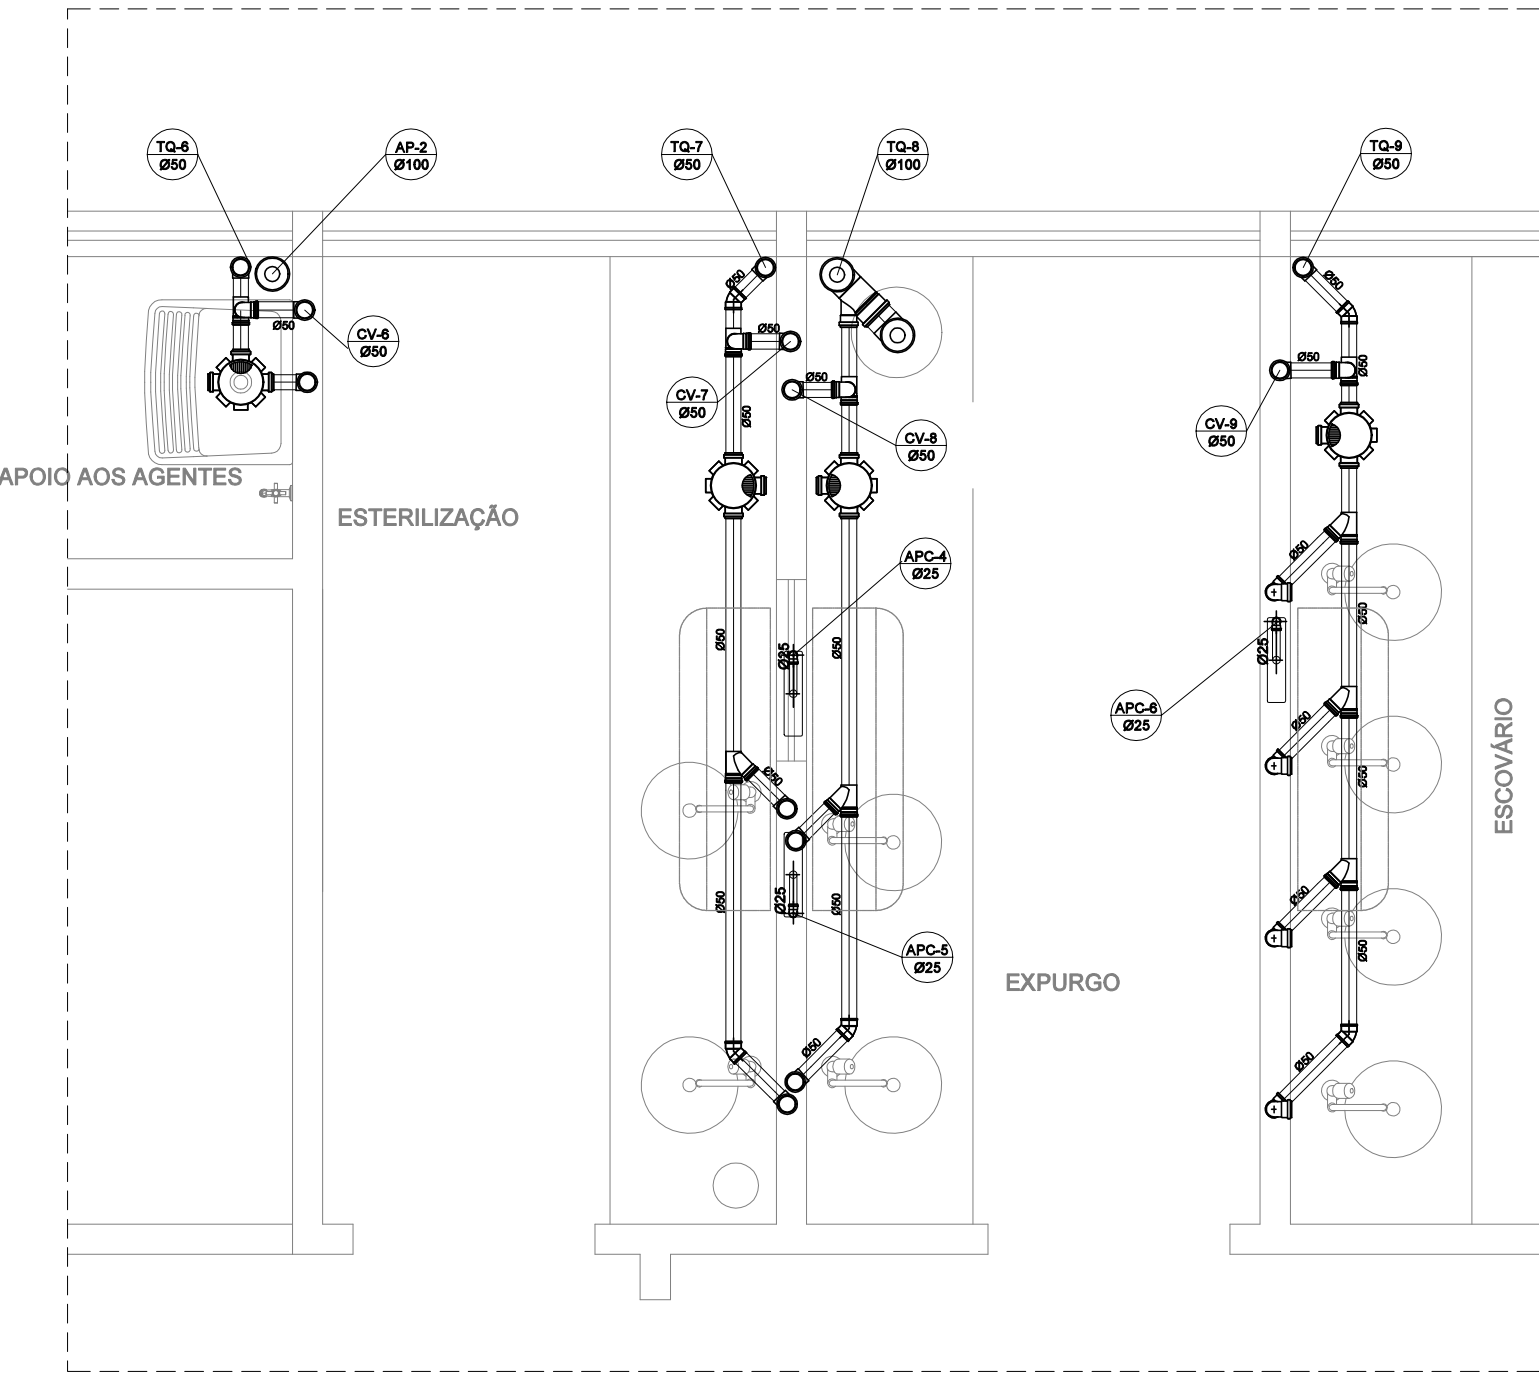

DETALHE 03 AMPLIADO

PLANTA BAIXA – ESGOTO
escala 1/50

PROPRIETÁRIO:		CNPJ	
PREFEITURA MUNICIPAL DE NOVA ERA		16.819.831/0001-20	
EMPRESA CONTRATADA:		CNPJ	
ALESSANDRO DRUMOND GUERRA DA SILVA.02595790684		19.881.726/ 0001-20	
ALESSANDRO DRUMOND - Engenharia & Arquitetura		CAU	
RESPONSÁVEL TÉCNICO:		Arquiteto e Urbanista - A82573-5	
ALESSANDRO DRUMOND GUERRA DA SILVA.02595790684		E DE RESPONSABILIDADE DO RT O ATENDIMENTO À LEGISLAÇÃO EM VIGOR, ESTANDO O MESMO SUJEITO ÀS PENALIDADES DA LEI	
DETALHE			
PLANTA BAIXA ESGOTO, DETALHES AMPLIADOS			
USO	UBS TIPO I	DATA	SETEMBRO/ 2023
TÍTULO	APROVAÇÃO	FOLHA	03/05
ENDEREÇO	RUA IBIÁ, N° 95 - B. DAS GRAÇAS - NOVA ERA/ MG		