



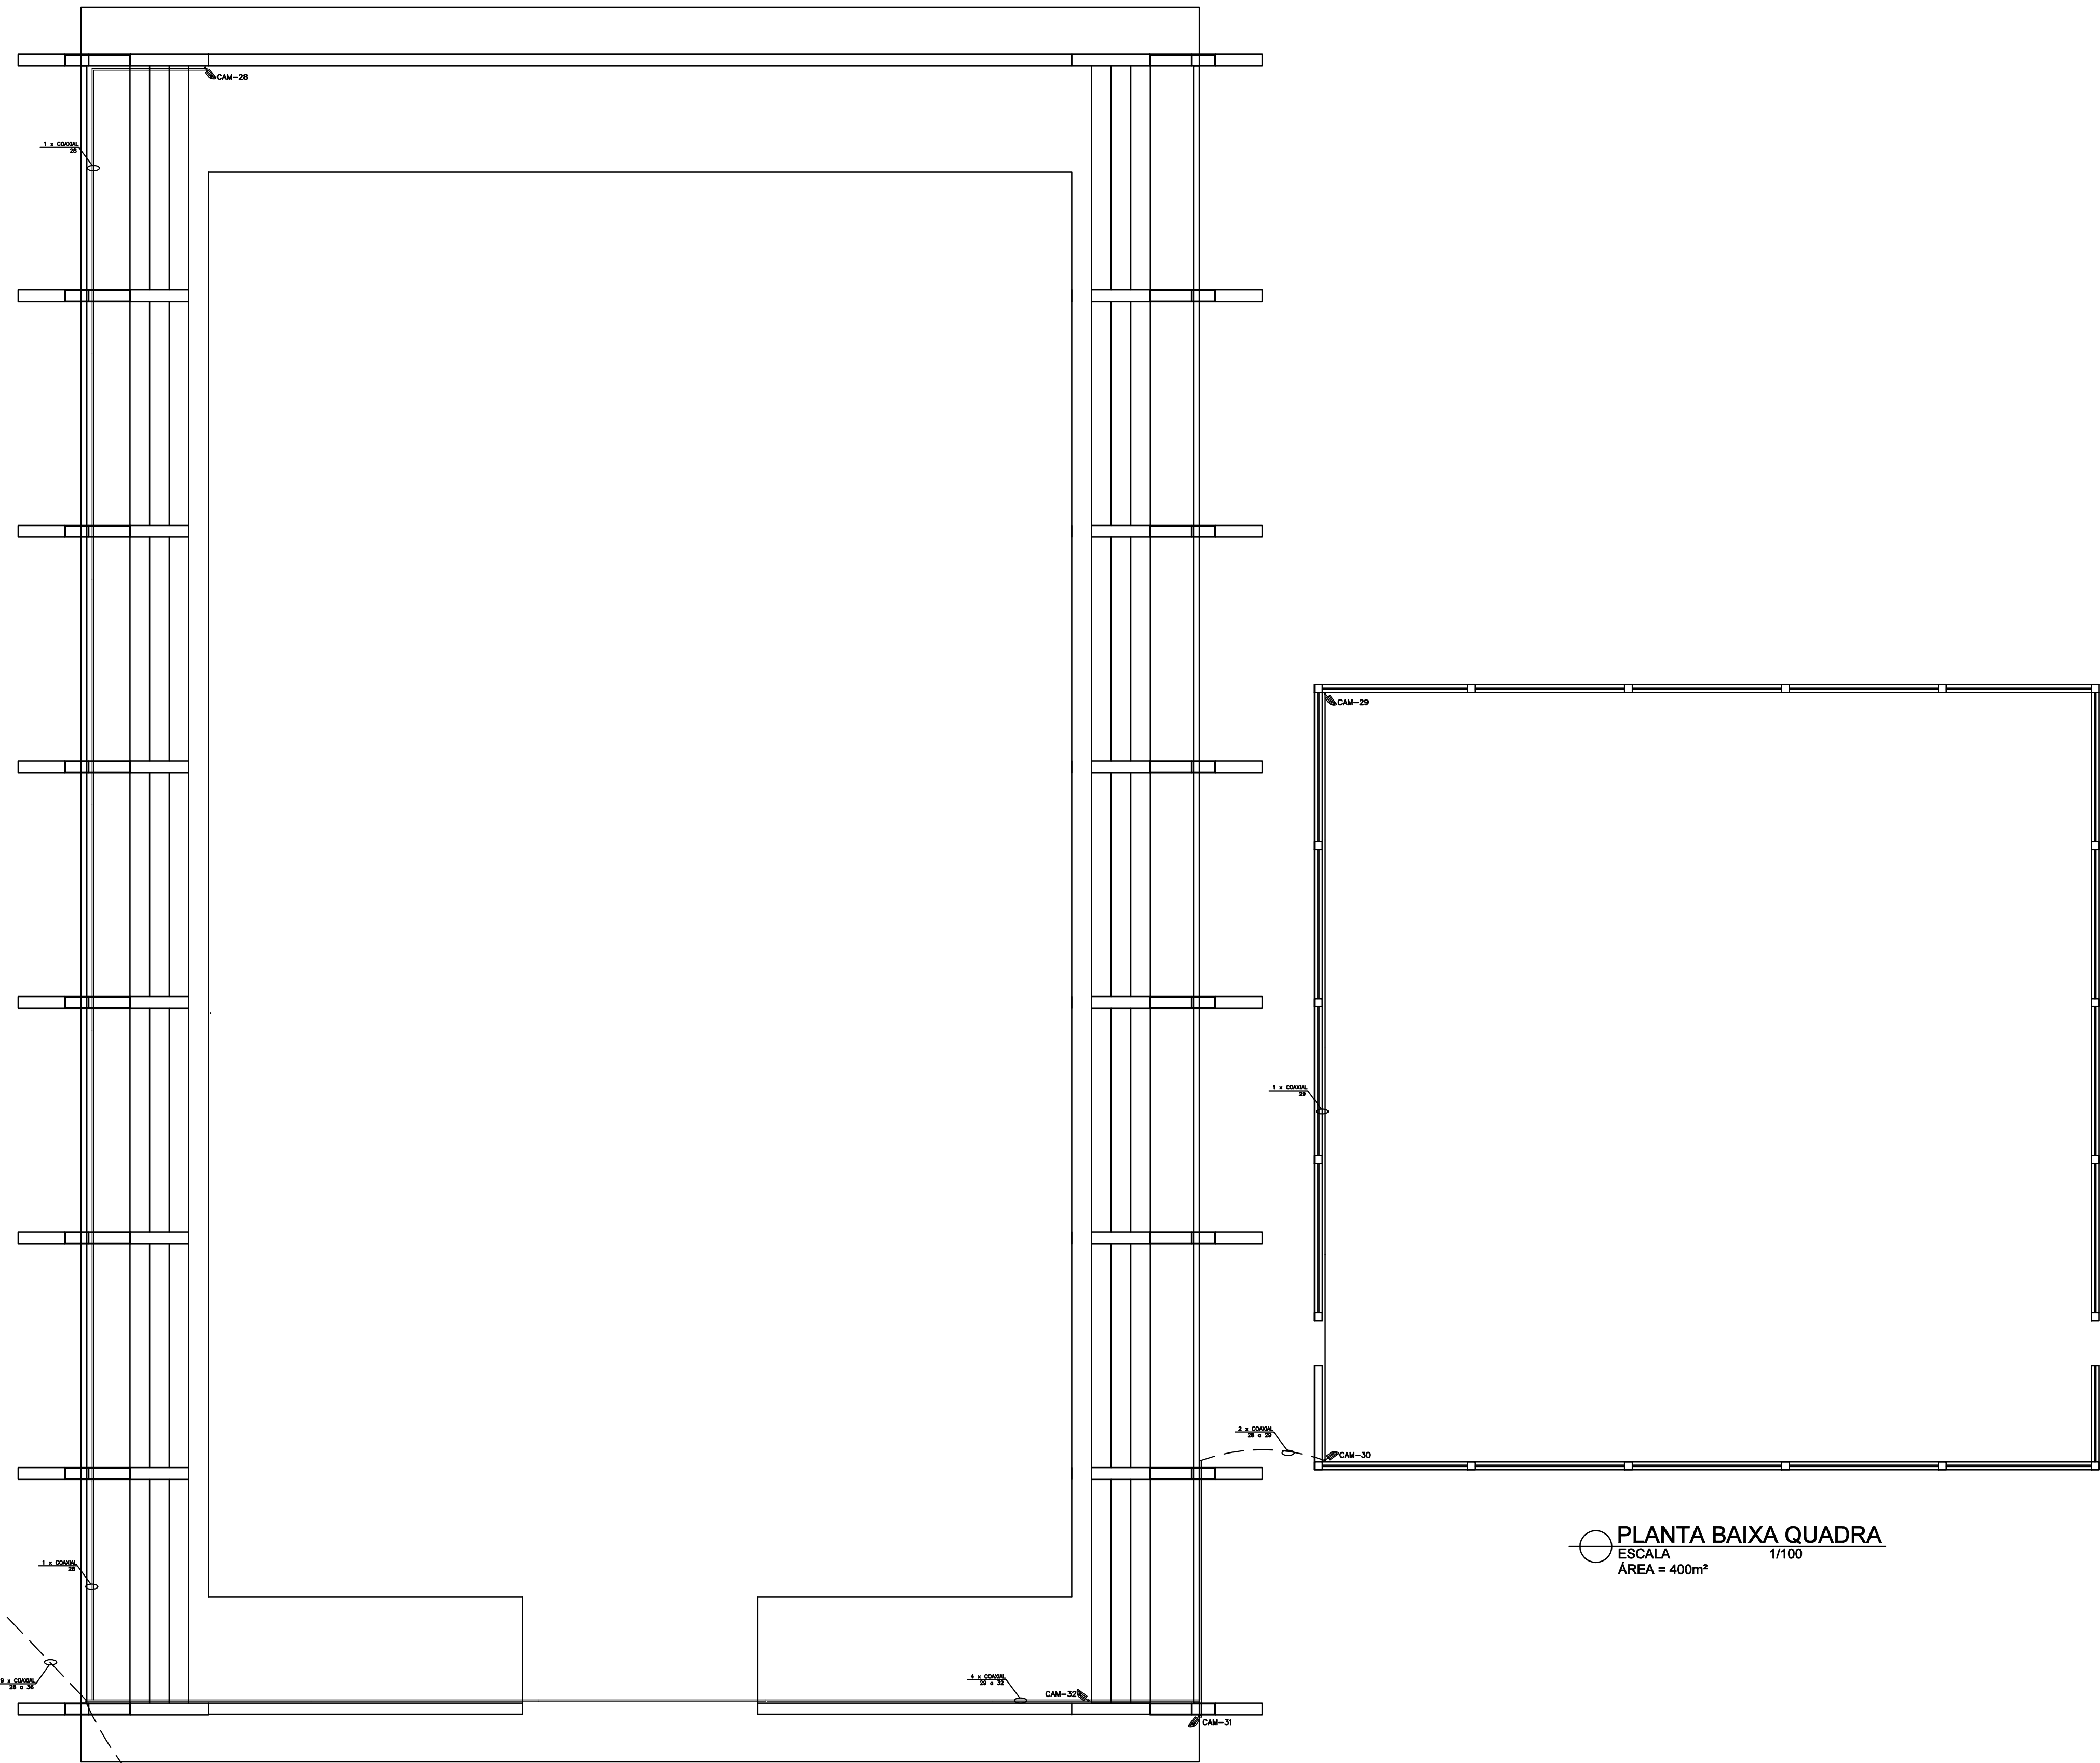

PLANTA BAIXA QUADRA
ESCALA 1/100
ÁREA = 400m²

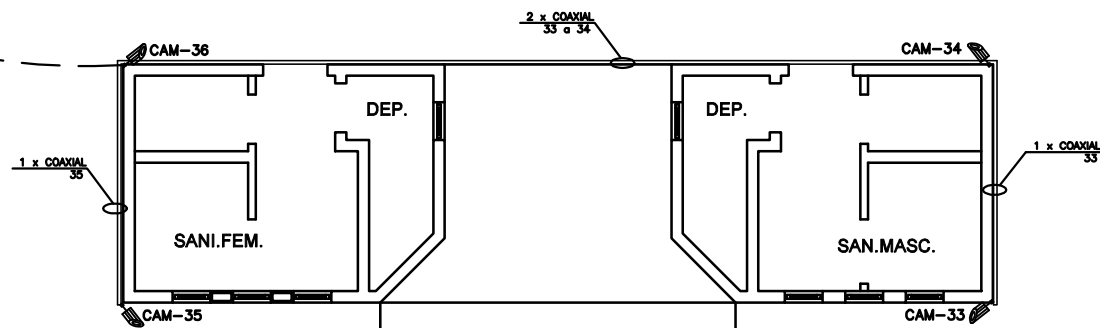

PLANTA BAIXA GINÁSIO
ESCALA 1/100
ÁREA = 1273,95 m²

	Rack com equipamentos
	Ponto para câmera de segurança
	Ponto simples de dados, tomada com conector fêmea RJ45 em caixa 2x4" a 30cm
	Placa de chapa de aço perfurada com tampa, seção 400x50x3000mm (Compartilhada com elétrica, Barroco)
	PVC rígido. Pode ser utilizado flexível quando embutido na parede. Seguir tabela de limite de cabos.
	Eletroduto PVC flexível embutido no piso. Seguir tabela de limite de cabos.

LEGENDA
SEM
ESCALA

PROPRIETÁRIO :	CNPJ
PREFEITURA MUNICIPAL DE NOVA ERA	16.819.831/0001-20
EMPRESA CONTRATADA :	CNPJ
ALESSANDRO DRUMOND - Engenharia & Arquitetura	19.881.728/ 0001-20
RESPONSÁVEL TÉCNICO :	CREA
FERNANDO MARQUES VASCONCELOS	Eng. Elétrico - MG 170944/D
É DE RESPONSABILIDADE DO RT O ATENDIMENTO À LEGISLAÇÃO EM VIGOR, ESTANDO O MESMO SUJEITO ÀS PENALIDADES DA LEI	

PROJETO CFTV		
DETALHE		
CAMINHO DE CABOS E PONTOS PARA CÂMERAS		
USO	DATA	MARÇO/2023
TÍTULO	ESCOLA MUNICIPAL ANTÔNIO ANDRADE	FOLHA
ENDEREÇO	RODOVIA MG 120, VILA SANTA ROSA - NOVA ERA/ MG	05/05