


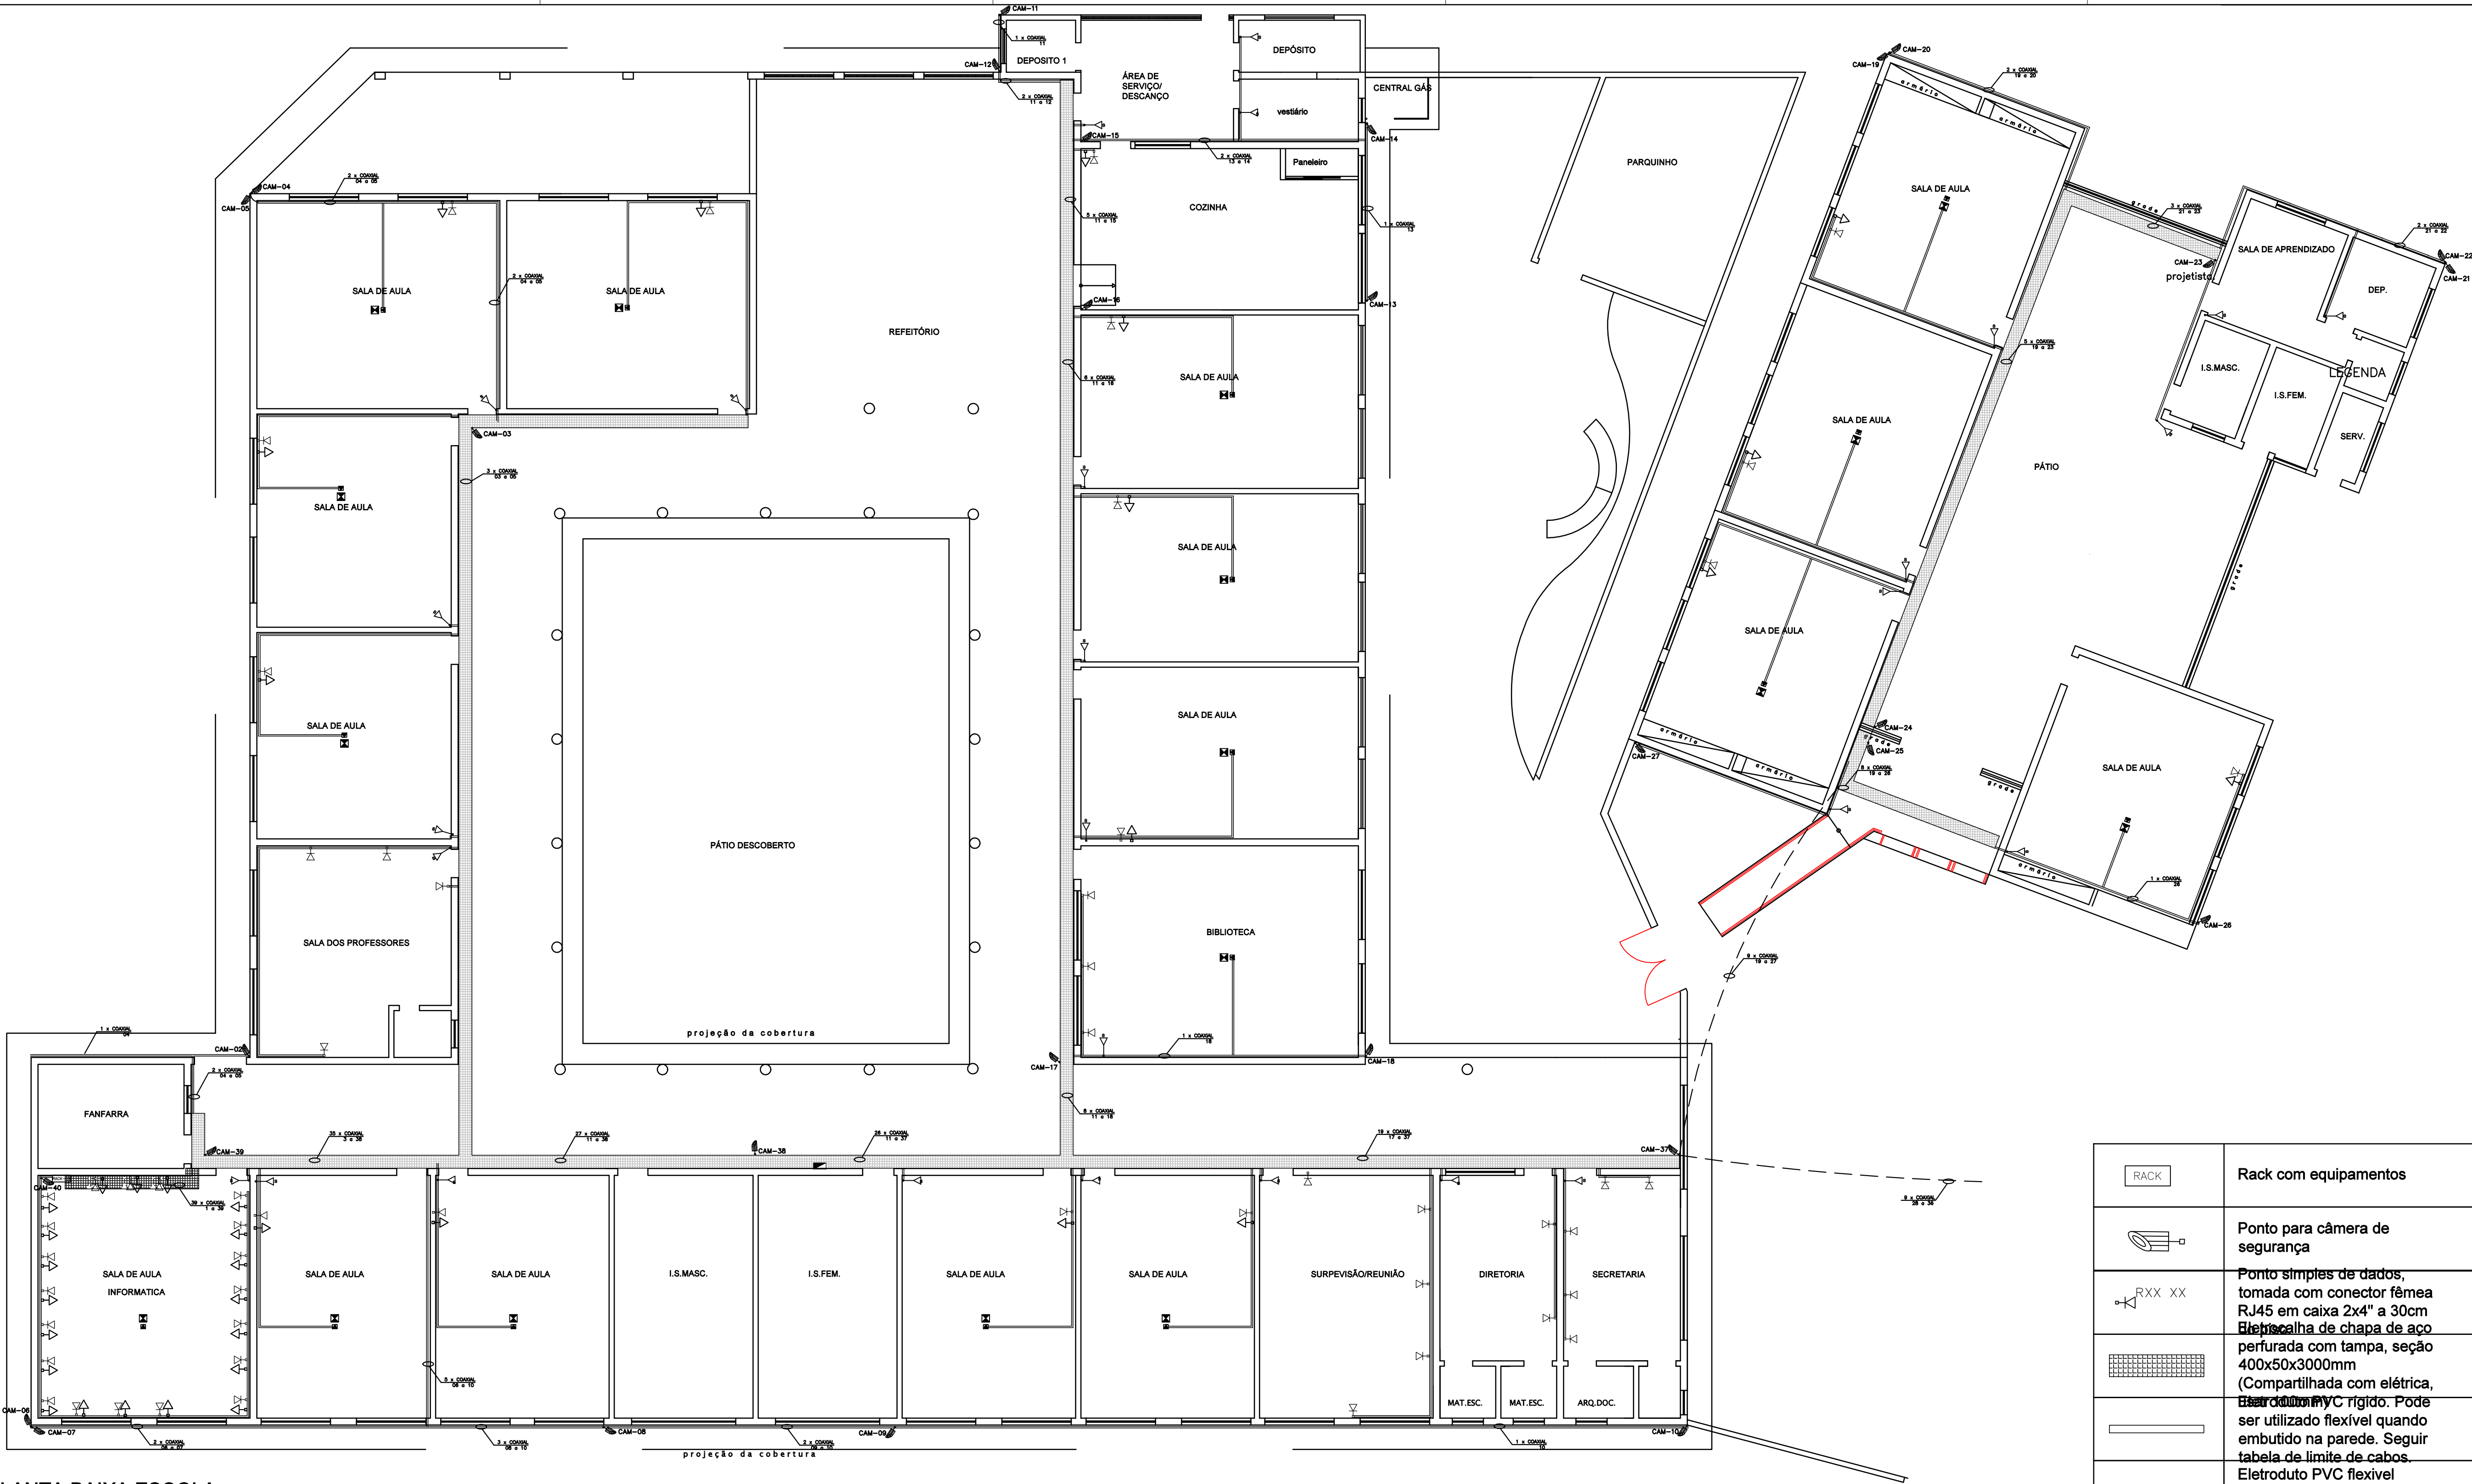

PLANTA BAIXA ESCOLA
ESCALA 1/100
ÁREA = 1276,63m²

	Rack com equipamentos
	Ponto para câmera de segurança
	Ponto simples de dados, tomada com conector fêmea RJ45 em caixa 2x4" a 30cm
	Placa de chapa de aço perfurada com tampa, seção 400x50x3000mm (Compartilhada com elétrica, 400x50x3000mm)
	Eletroduto PVC rígido. Pode ser utilizado flexível quando embutido na parede. Seguir tabela de limite de cabos.
	Eletroduto PVC flexível embutido no piso. Seguir tabela de limite de cabos.

LEGENDA
SEM
ESCALA

PROPRIETÁRIO :		CNPJ
PREFEITURA MUNICIPAL DE NOVA ERA		16.819.831/0001-20
EMPRESA CONTRATADA :		CNPJ
ALESSANDRO DRUMOND - Engenharia & Arquitetura		19.881.726/ 0001-20
RESPONSÁVEL TÉCNICO :		CREA
FERNANDO MARQUES VASCONCELOS		Eng. Elétrico - MG 170944/D
DETALHE CAMINHO DE CABOS E PONTOS PARA CÂMERAS		E É DE RESPONSABILIDADE DO RT O ATENDIMENTO À LEGISLAÇÃO EM VIGOR, ESTANDO O MESMO SUJEITO ÀS PENALIDADES DA LEI
		PROJETO CFTV
USO		DATA MARÇO/2023
TÍTULO ESCOLA MUNICIPAL ANTÔNIO ANDRADE		FOLHA 04/04
ENDEREÇO RODOVIA MG 120, VILA SANTA ROSA - NOVA ERA/ MG		DES