


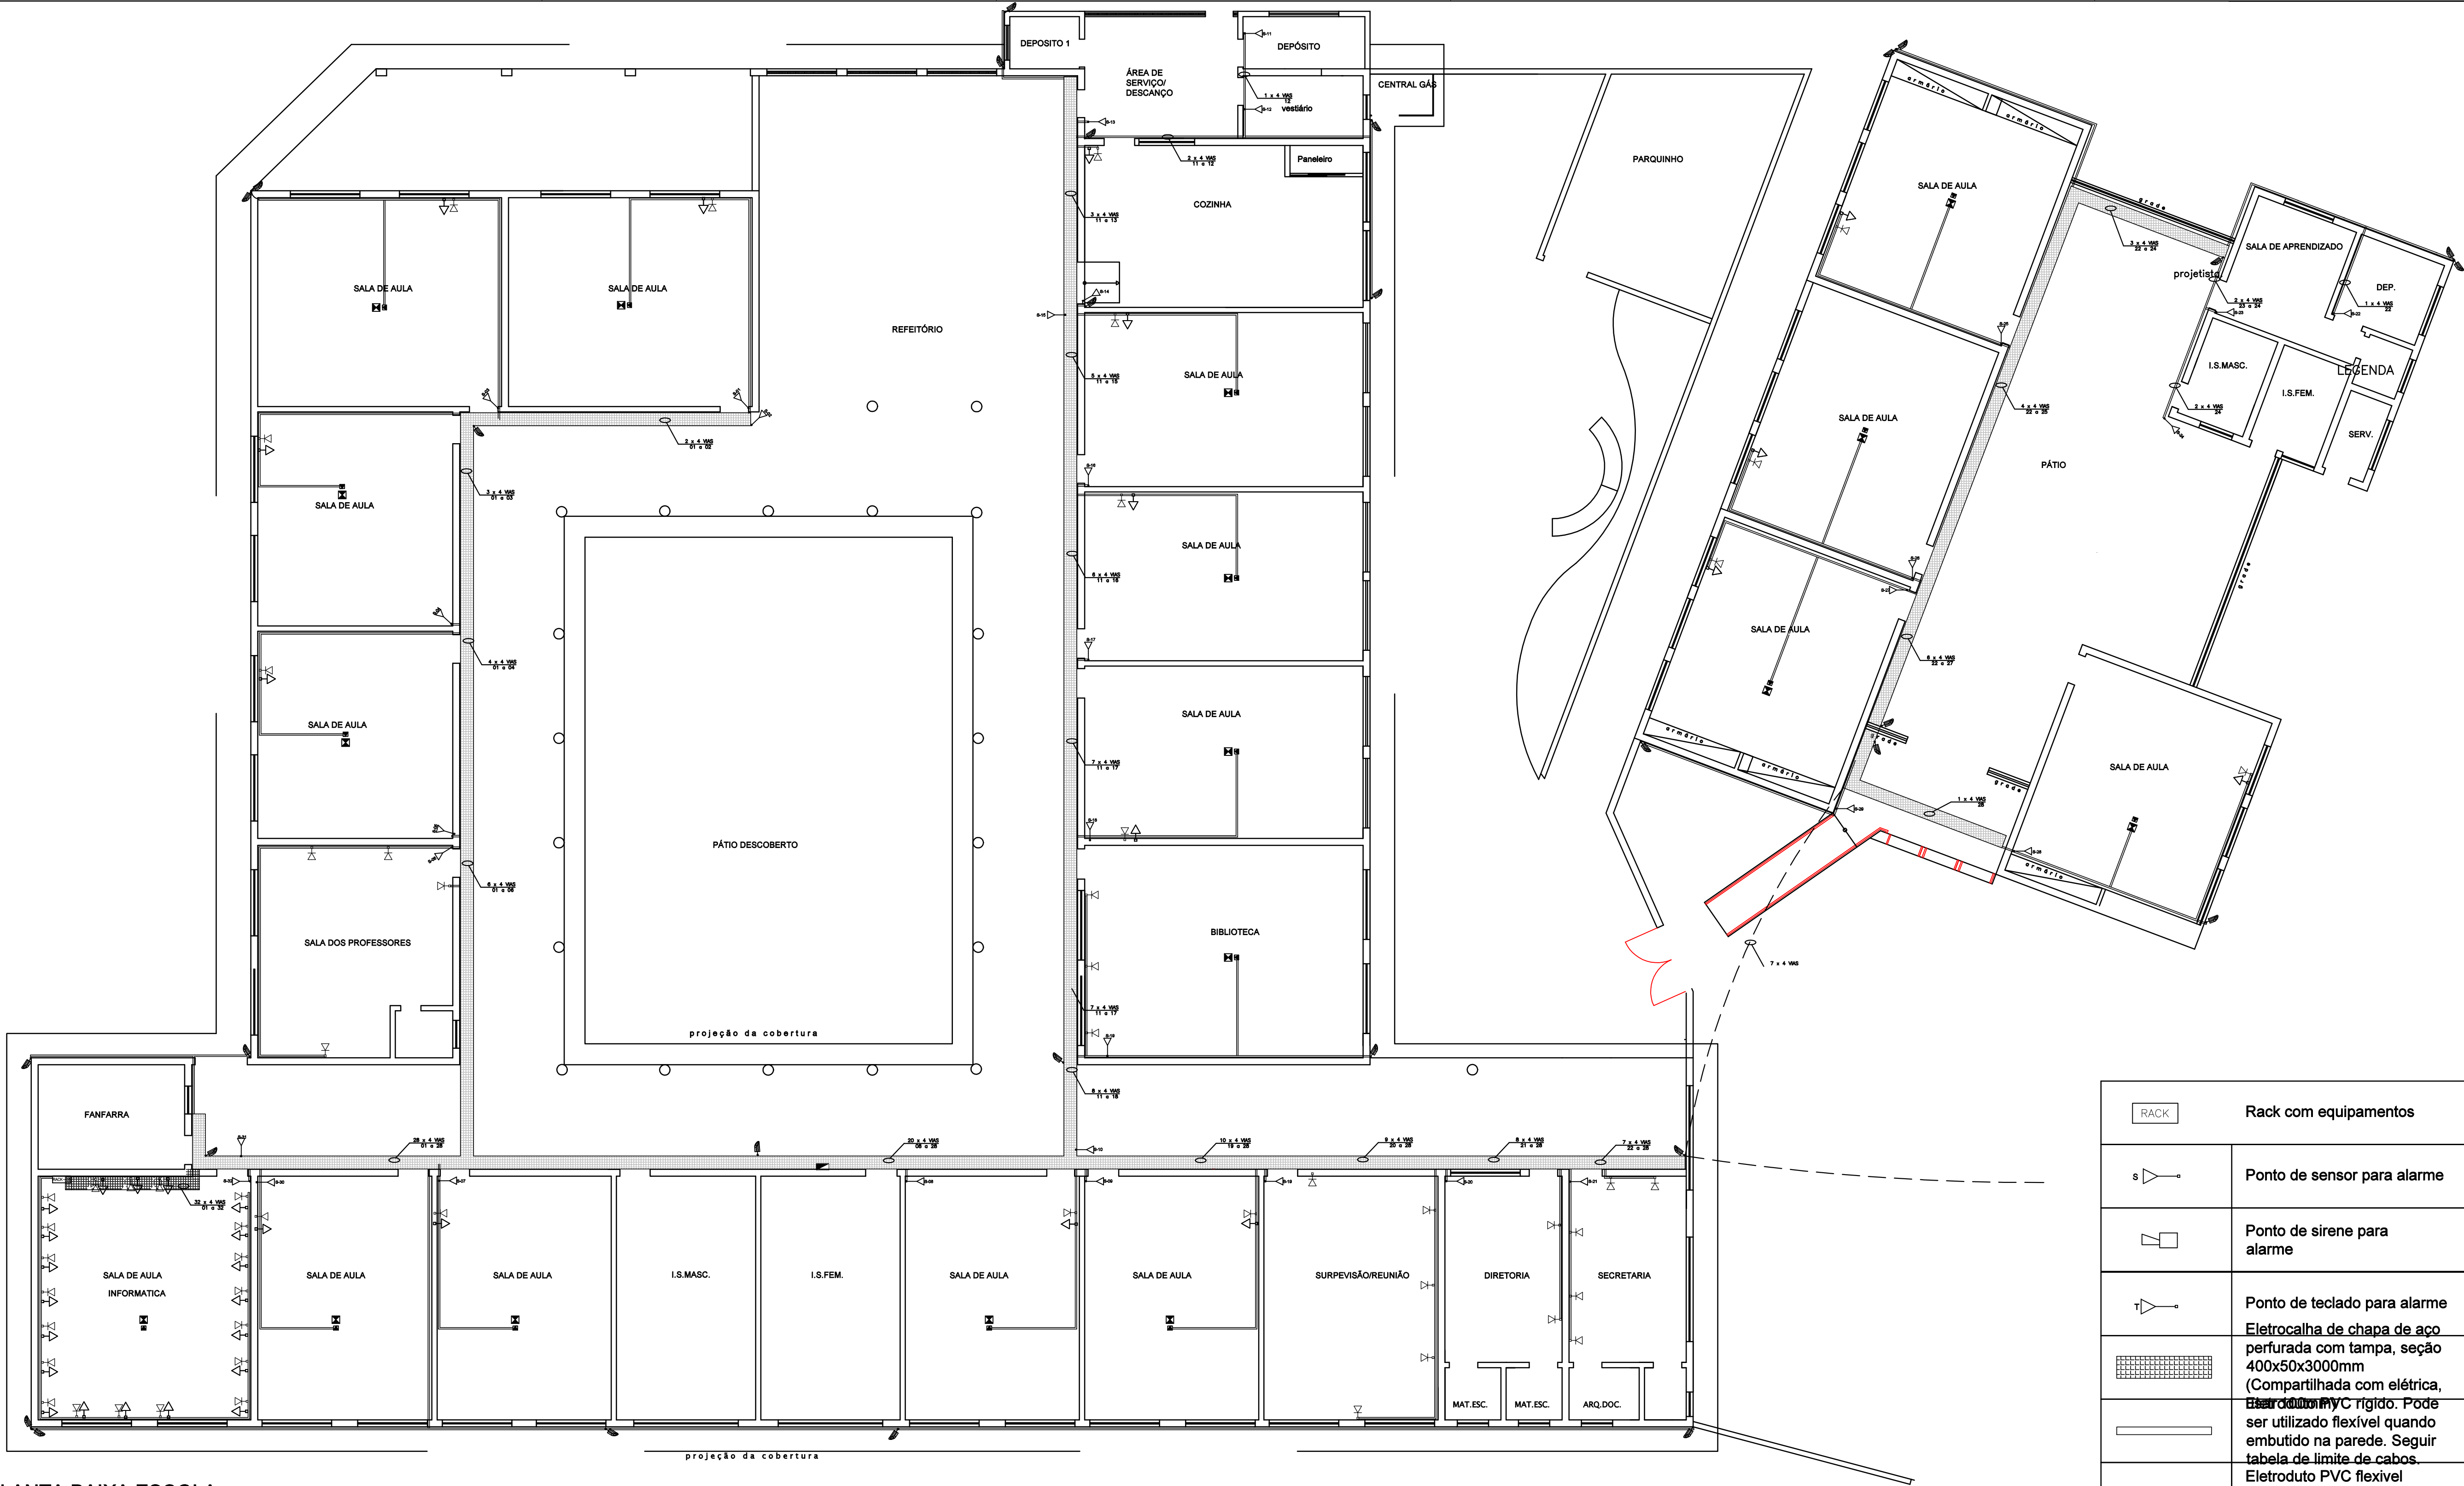

PLANTA BAIXA ESCOLA
ESCALA 1/100
ÁREA = 1276,63m²

RACK		Rack com equipamentos
s		Ponto de sensor para alarme
		Ponto de sirene para alarme
T		Ponto de teclado para alarme
		Eletrocalha de chapa de aço perfurada com tampa, seção 400x50x3000mm (Compartilhada com elétrica, 400x50x3000mm)
		Barroco PVC rígido. Pode ser utilizado flexível quando embutido na parede. Seguir tabela de limite de cabos.
		Eletroduto PVC flexível embutido no piso. Seguir tabela de limite de cabos.

LEGENDA
SEM
ESCALA

PROPRIETÁRIO :		CNPJ
PREFEITURA MUNICIPAL DE NOVA ERA		16.819.831/0001-20
EMPRESA CONTRATADA :		CNPJ
ALESSANDRO DRUMOND - Engenharia & Arquitetura		19.881.728/ 0001-20
RESPONSÁVEL TÉCNICO :		CREA
FERNANDO MARQUES VASCONCELOS		Eng. Elétrico - MG 170944/D
E É DE RESPONSABILIDADE DO RT O ATENDIMENTO À LEGISLAÇÃO EM VIGOR, ESTANDO O MESMO SUJEITO ÀS PENALIDADES DA LEI		
PROJETO DE ALARME		
DETALHE		
CAMINHO DE CABOS, PONTO DE SENSORES, SIRENE E TECLADO		
USO	DATA	MARÇO/2023
TÍTULO	ESCOLA MUNICIPAL ANTÔNIO ANDRADE	FOLHA
ENDEREÇO	RODOVIA MG 120, VILA SANTA ROSA - NOVA ERA/ MG	03/05