


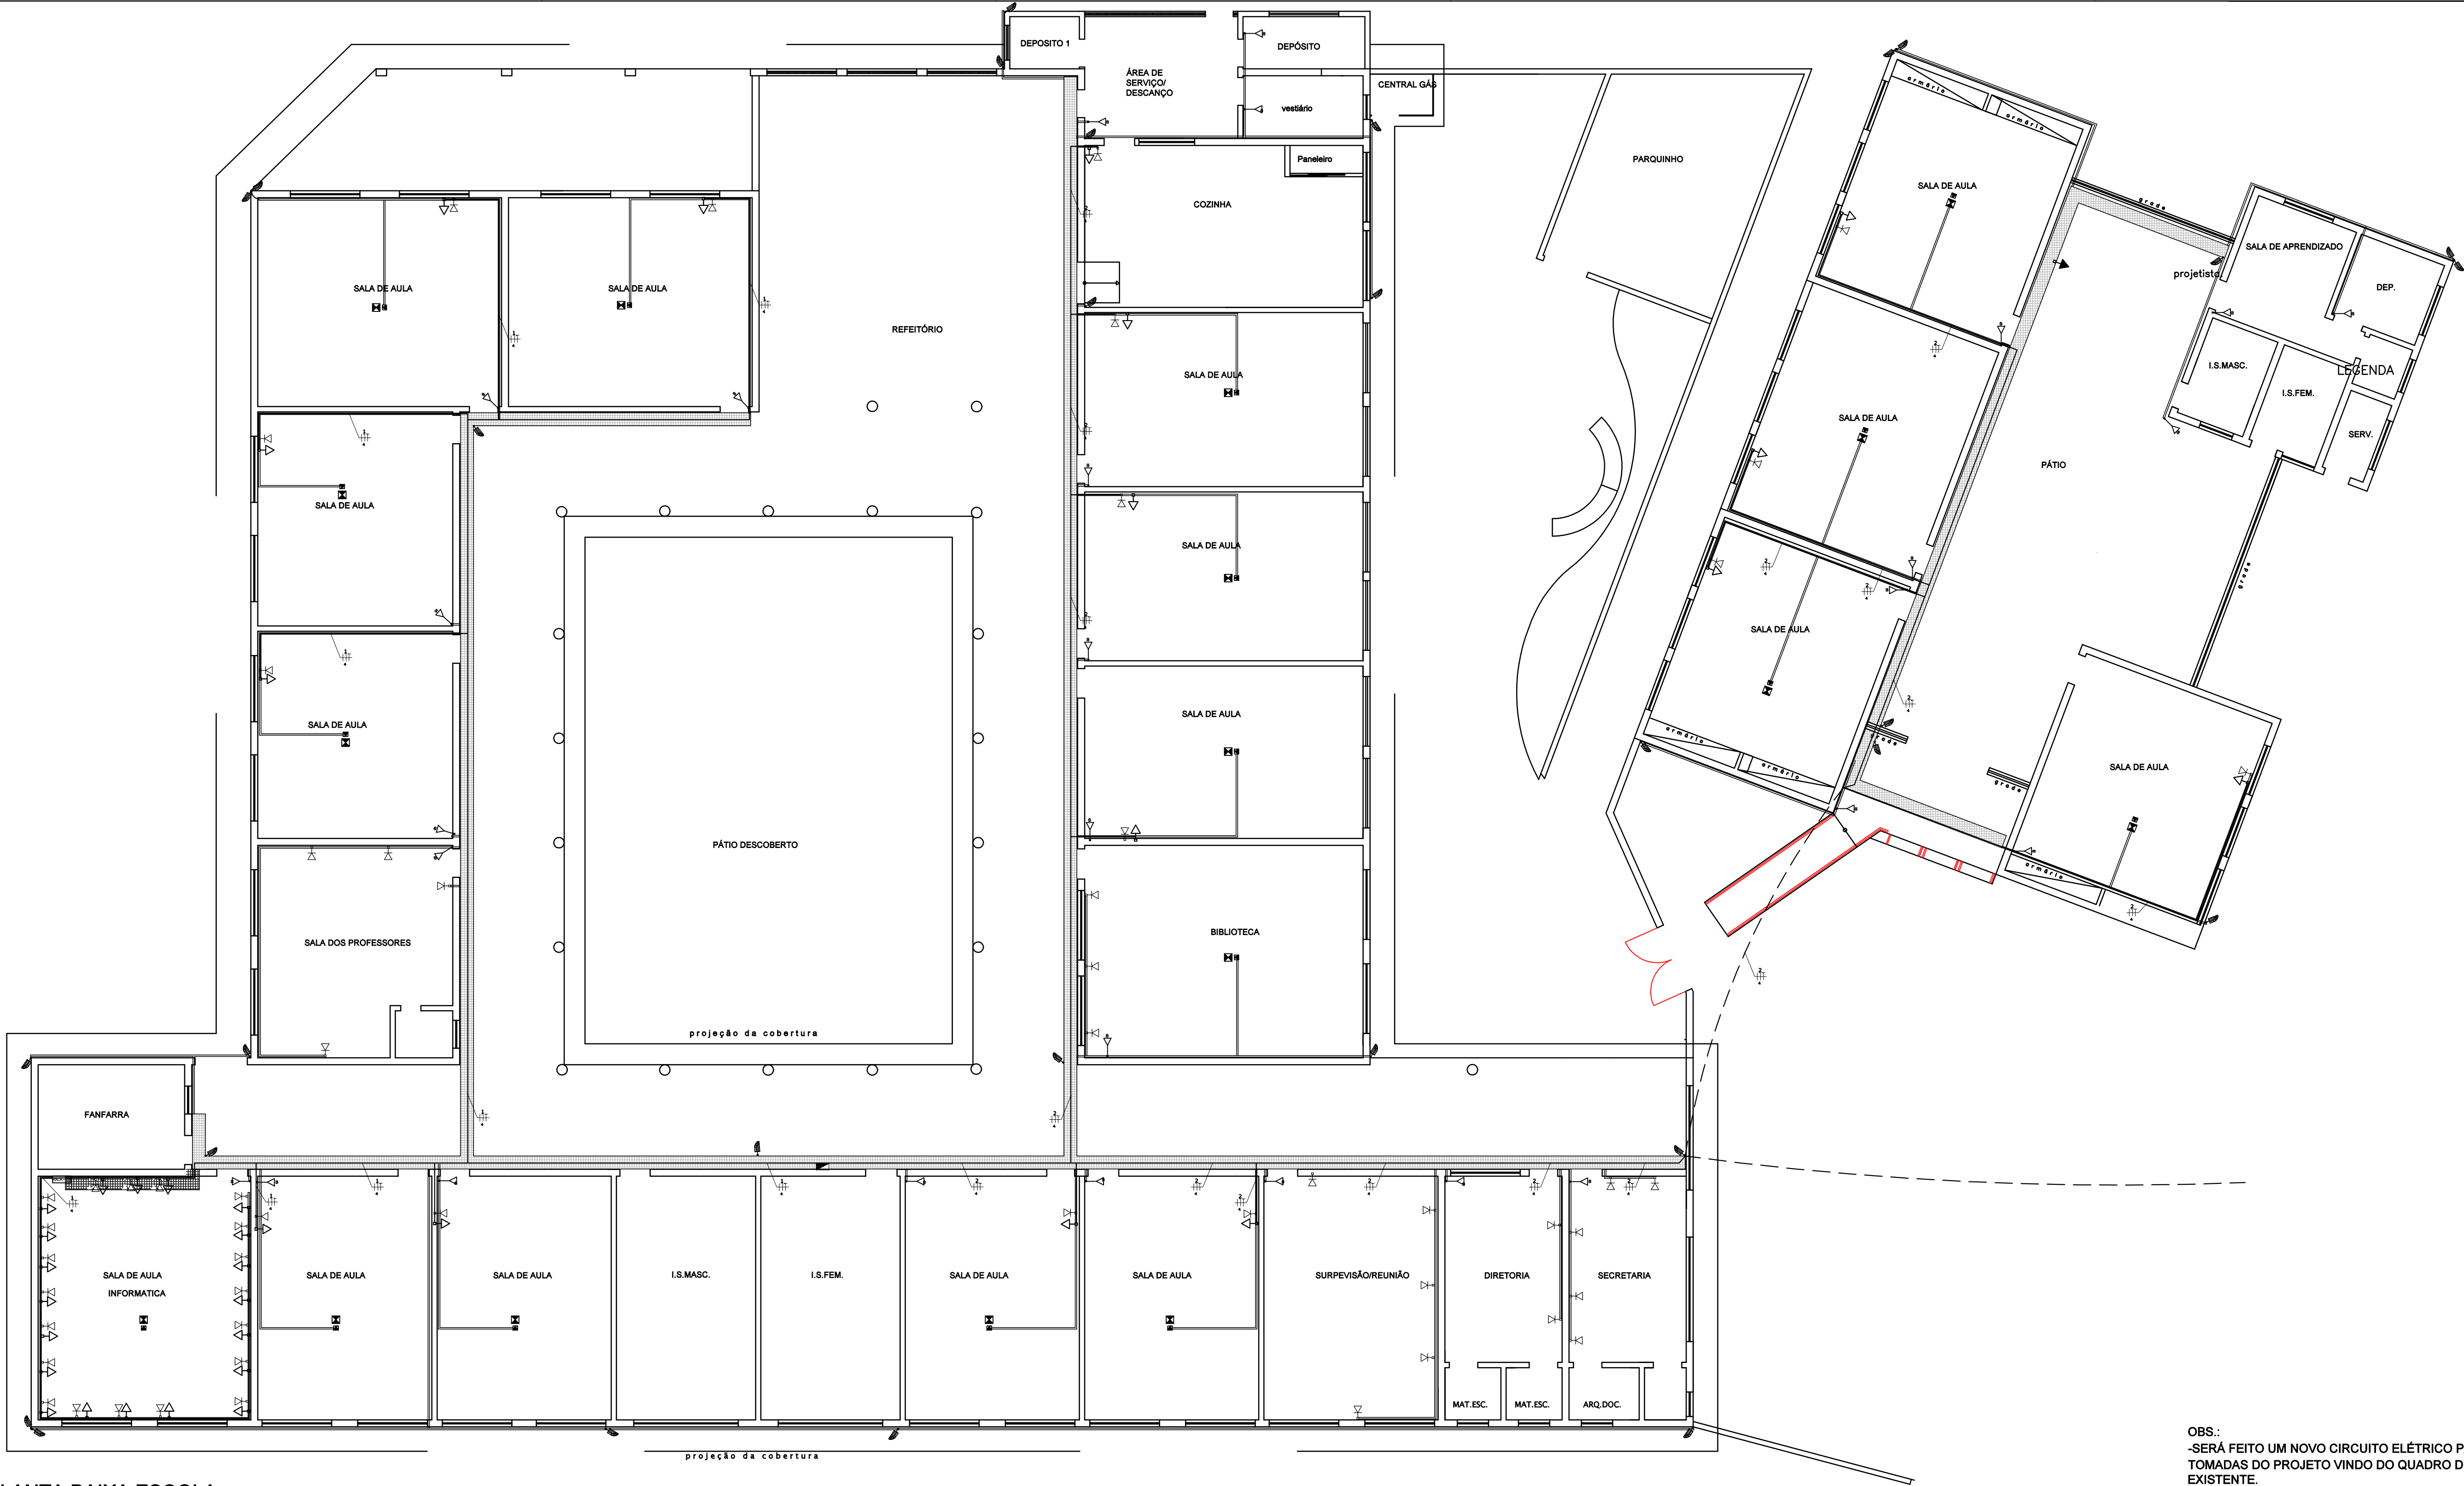

PLANTA BAIXA ESCOLA
ESCALA 1/100
ÁREA = 1276,63m²

OBS.:
-SERÁ FEITO UM NOVO CIRCUITO ELÉTRICO PARA ATENDER AS TOMADAS DO PROJETO VINDO DO QUADRO DE DISTRIBUIÇÃO EXISTENTE.

-SERÁ INSTALADO UM NOVO QUADRO DE DISTRIBUIÇÃO AO LADO DO QUADRO EXISTENTE. .

LEGENDA	
	- QUADRO DE MEDIÇÃO
	- QUADRO DE DISTRIBUIÇÃO DE FORÇA E LUZ - 1,20 DO PISO
	- ELETRODUTO EMBUTIDO EM PAREDE E LAGE
	- ELETRODUTO EMBUTIDO EM PAREDE OU PISO
	- CONDUTORES NEUTRO, FASE, RETORNO E TERRA RESPECTIVAMENTE
	- TOMADA 1 TECLA - 0,30m DO PISO
	- PONTO PARA TOMADA NO TETO
	- TOMADA 1 TECLA - 1,20m DO PISO
	- TOMADA 1 TECLA - 2,20m DO PISO
	- CAIXA DE PASSAGEM METÁLICA
	- ELETROCALHA
	- ELETRODUTO

PROPRIETÁRIO:		CNPJ
PREFEITURA MUNICIPAL DE NOVA ERA		16.819.831/0001-20
EMPRESA CONTRATADA:		CNPJ
ALESSANDRO DRUMOND - Engenharia & Arquitetura		19.881.728/ 0001-20
RESPONSÁVEL TÉCNICO:		CREA
FERNANDO MARQUES VASCONCELOS		Eng. Elétrico - MG 170944/D
DETALHE		PROJETO ELÉTRICO
DIAGRAMA UNIFILAR		
USO		DATA MARÇO/2023
TÍTULO ESCOLA MUNICIPAL ANTÔNIO ANDRADE		FOLHA 01/05
ENDEREÇO RODOVIA MG 120, VILA SANTA ROSA - NOVA ERA/ MG		DES