




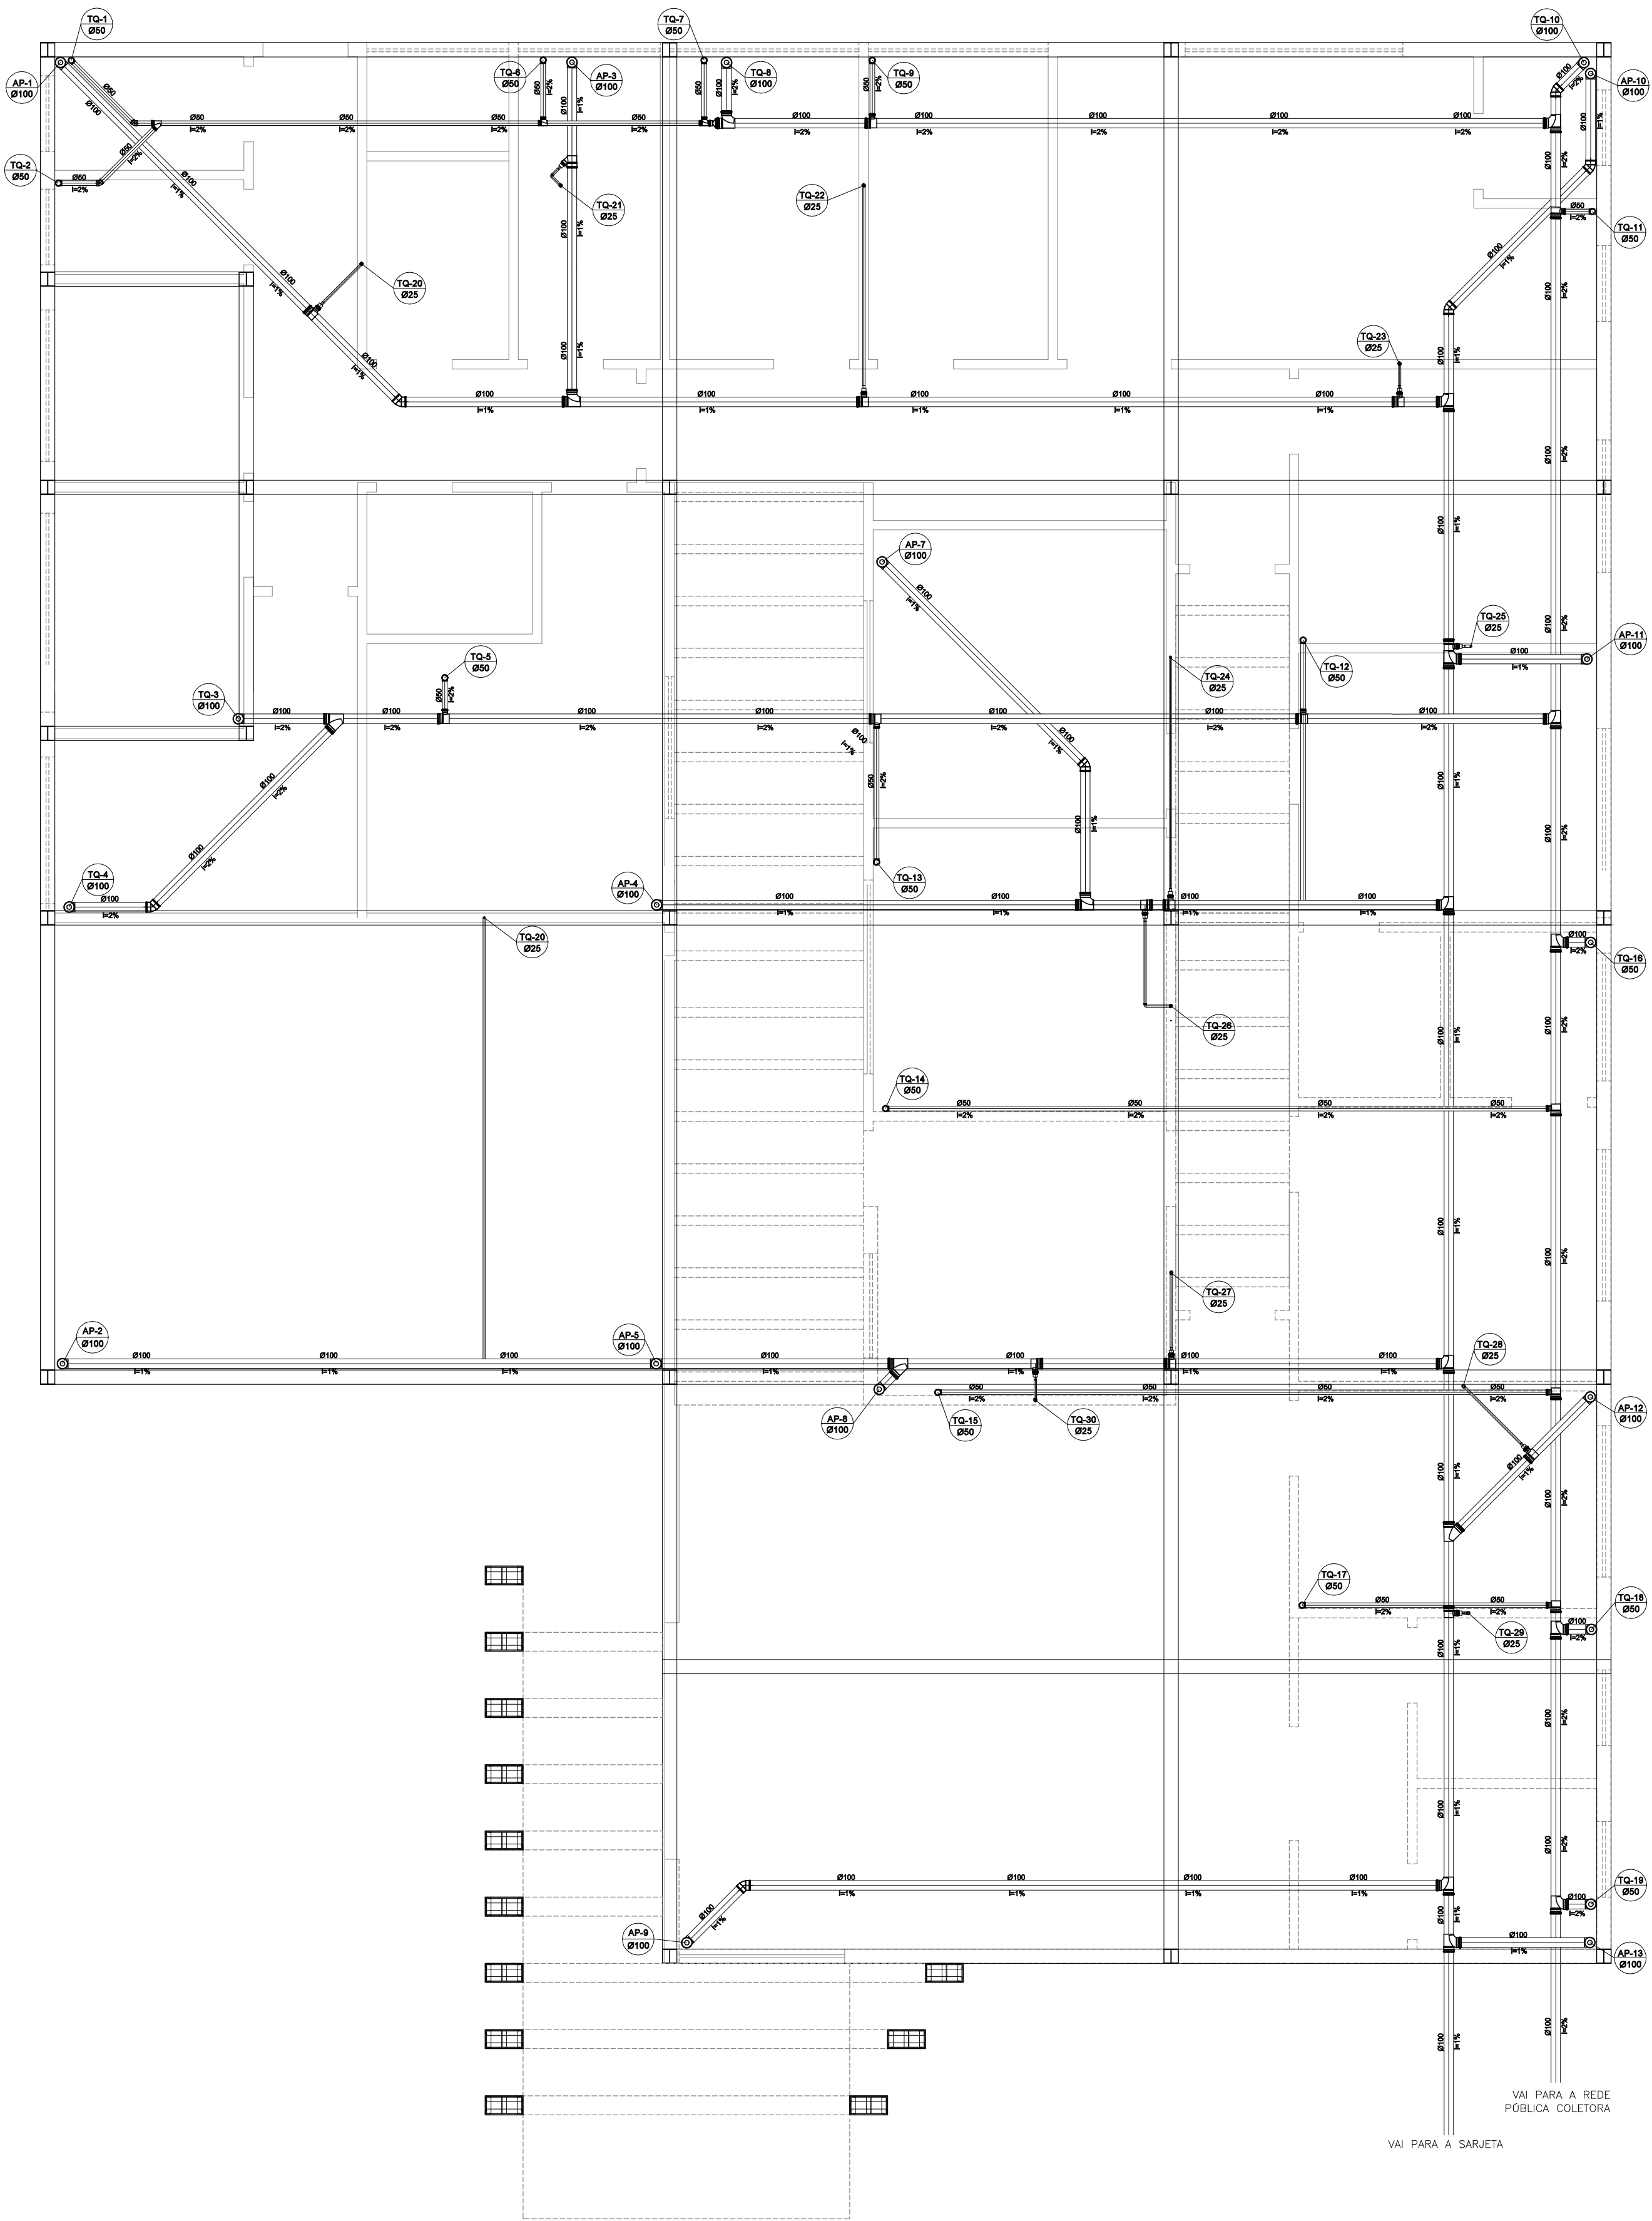


PLANTA BAIXA DISTRIBUIÇÃO – ESGOTO/ PLUVIAL
escala 1/50

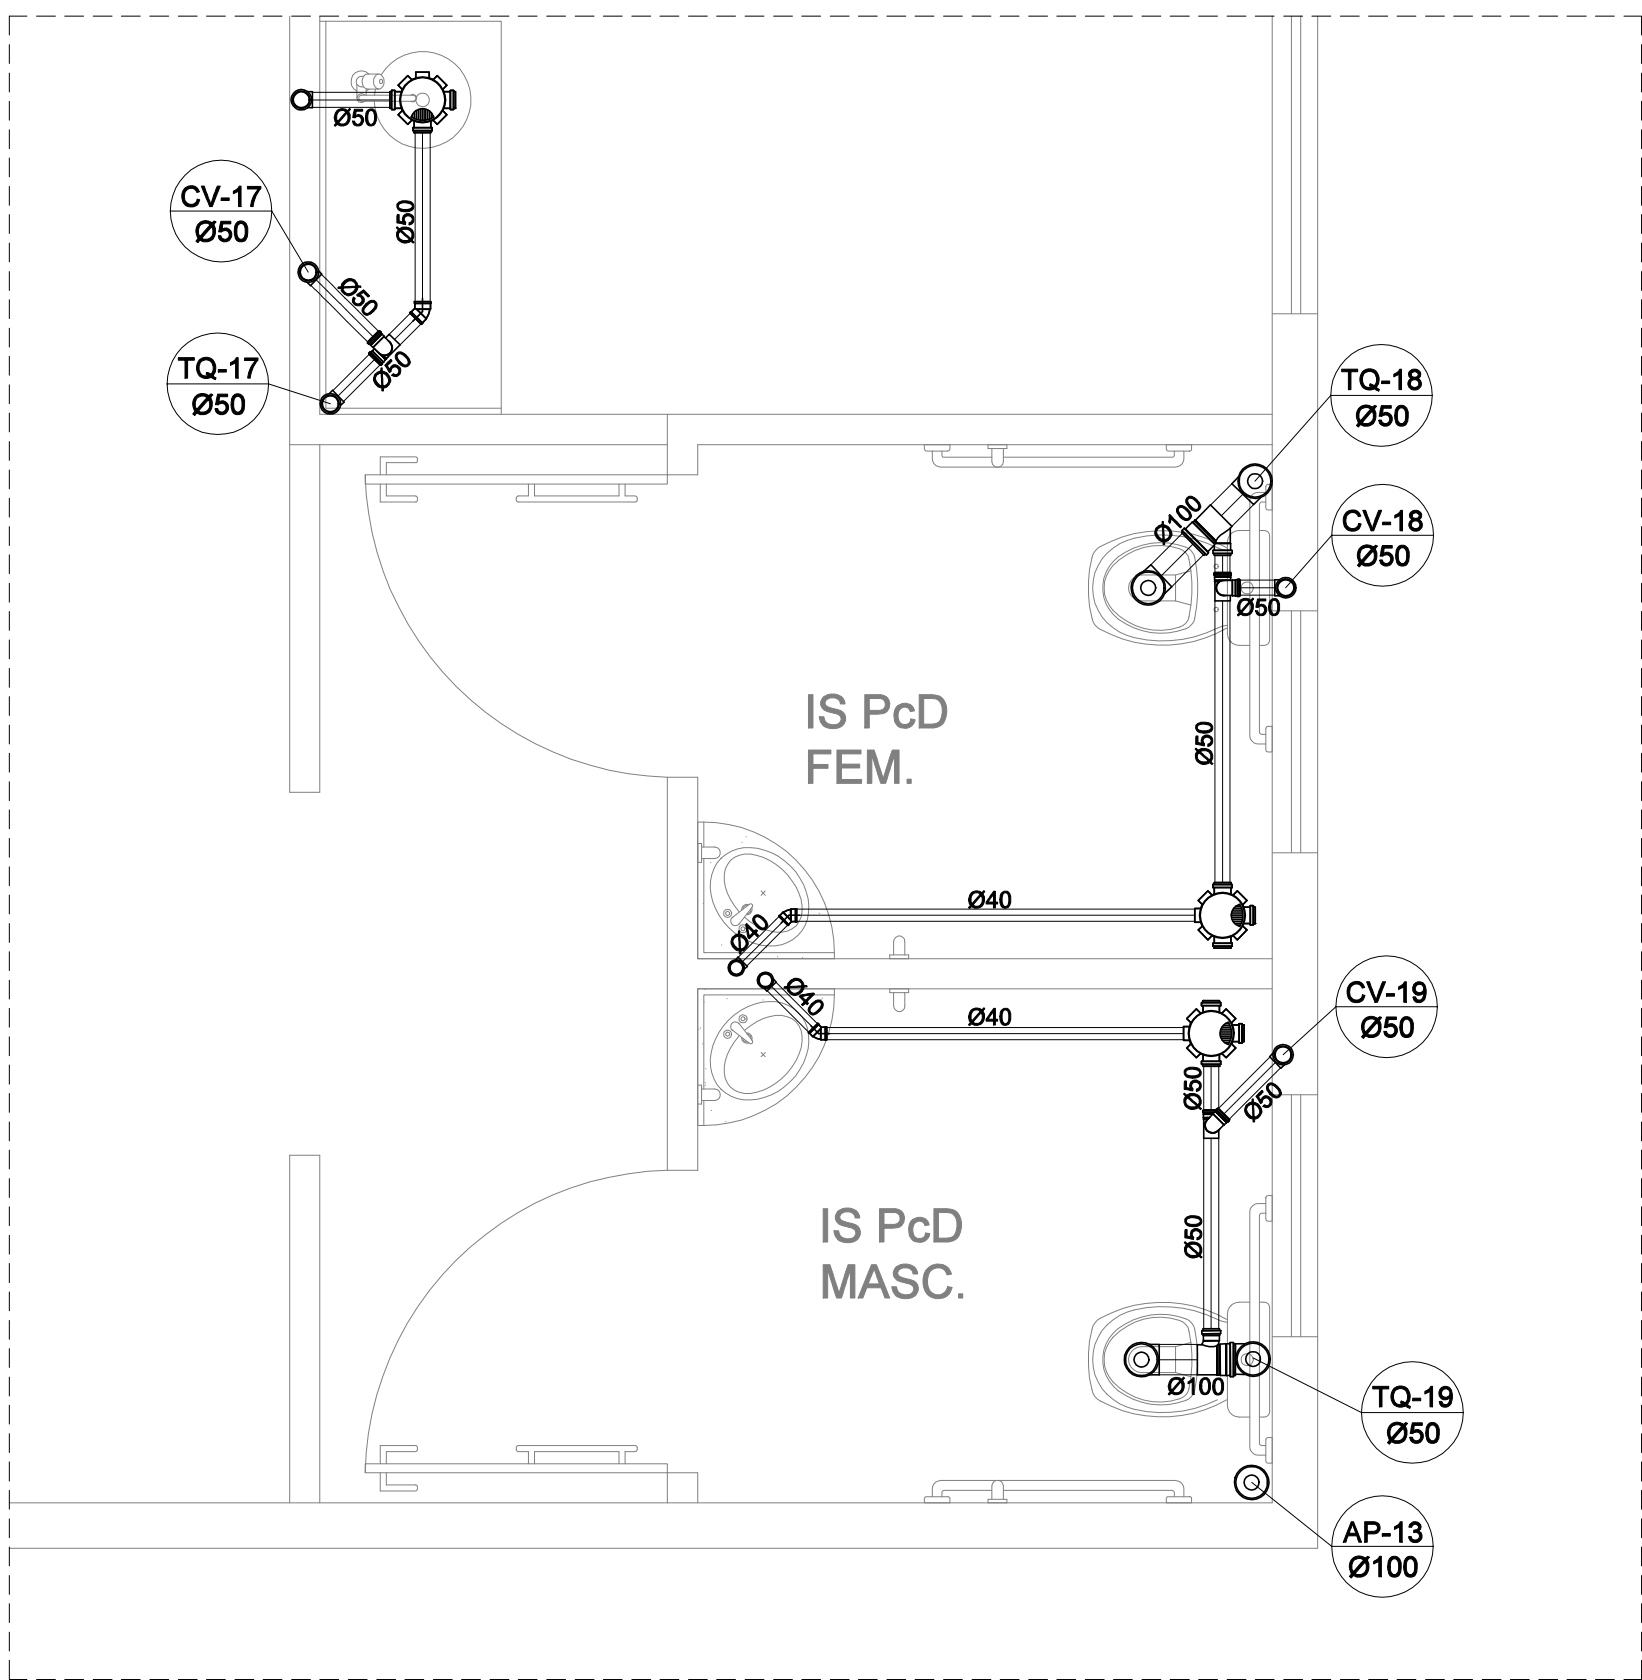


DETALHE 09 AMPLIADO

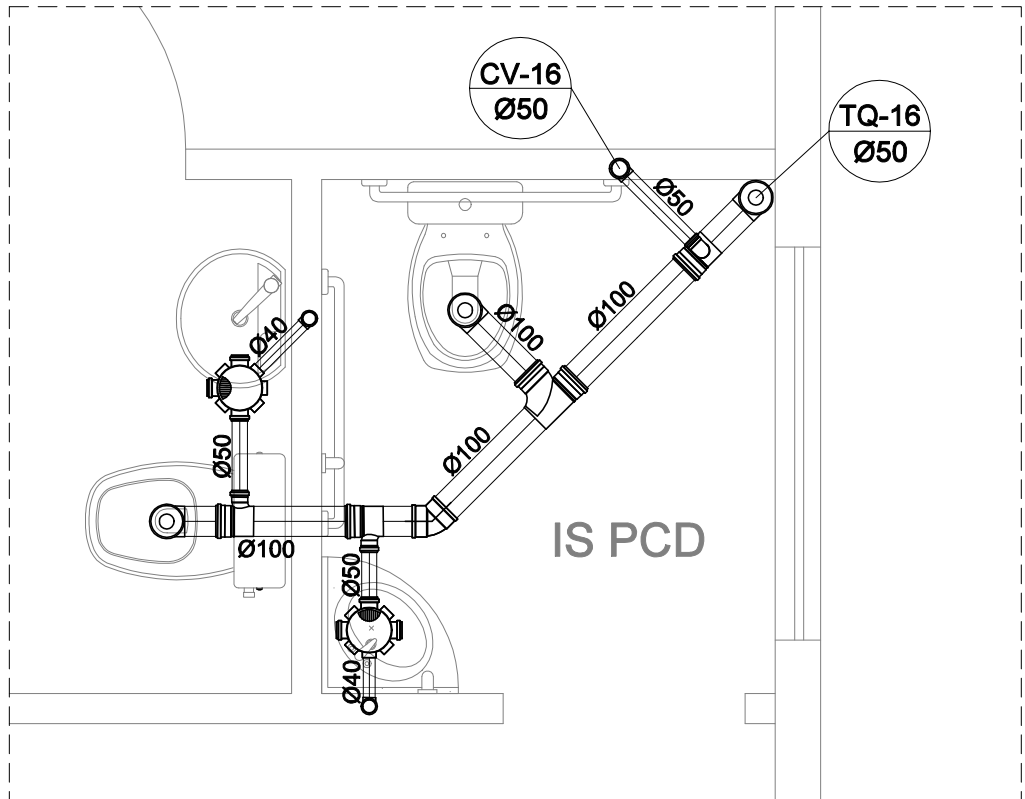

DETALHE 08 AMPLIADO

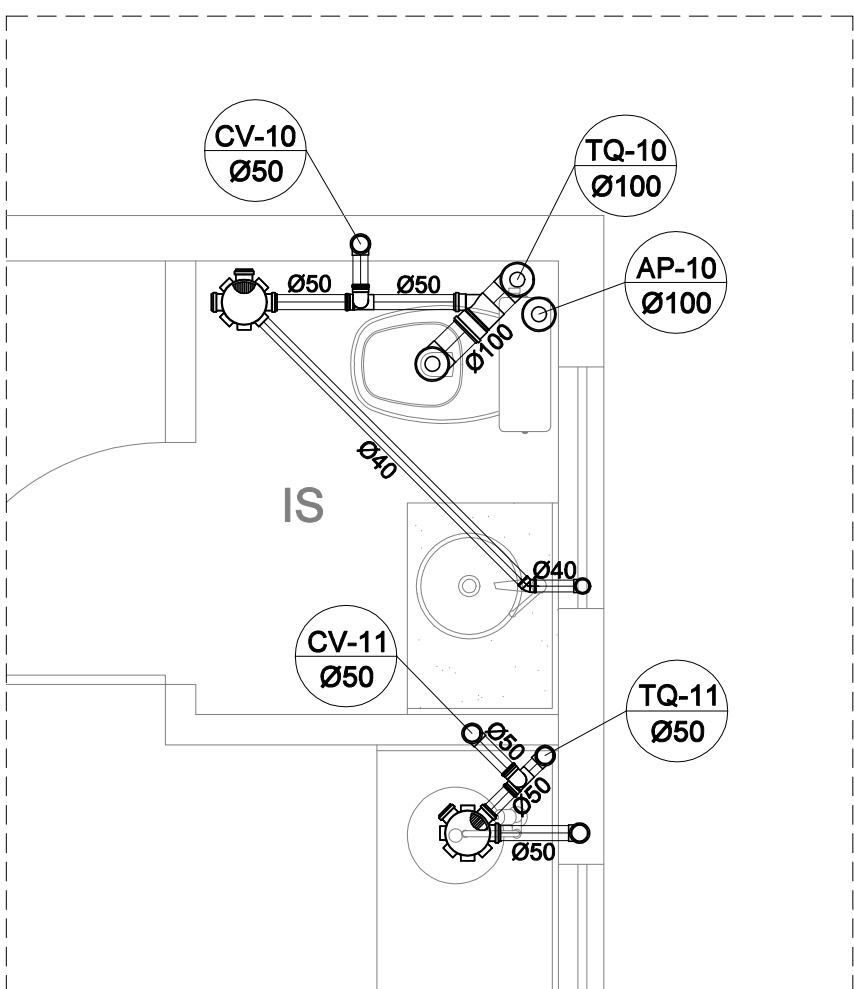

DETALHE 07 AMPLIADO

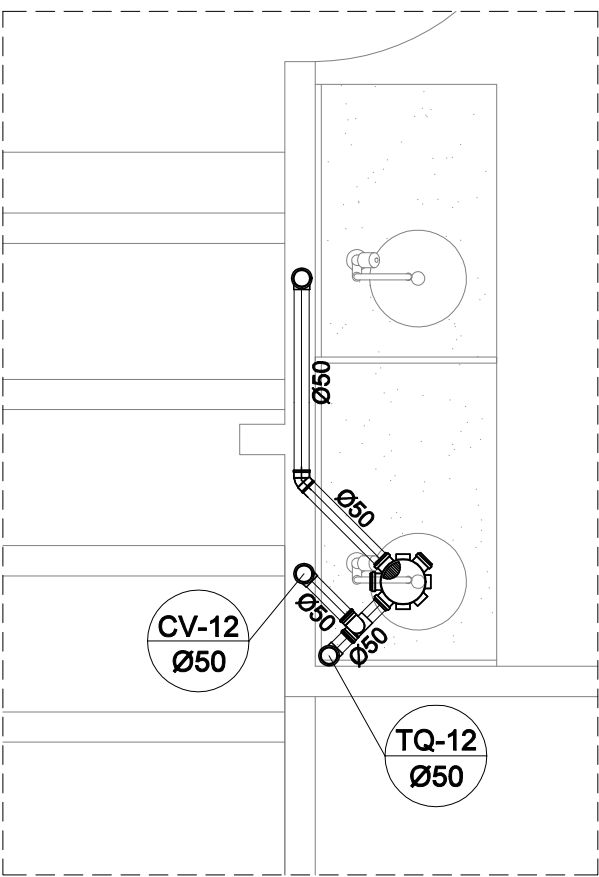

DETALHE 06 AMPLIADO

PEÇAS PARA TUBULAÇÃO DE ESGOTO			
PEÇA	DESCRIÇÃO	MATERIAL	DIÂMETROS DISPONÍVEIS (CONFORME COTADO)
	JOELHO 45°	PVC RÍGIDO	40, 50, 75, 100, 150mm.
	JOELHO 90°	PVC RÍGIDO	40, 50, 75, 100, 150mm.
	JOELHO 90° COM VISITA	PVC RÍGIDO	100x50mm.
	JUNÇÃO DUPLA	PVC RÍGIDO	75, 100mm.
	JUNÇÃO SIMPLES	PVC RÍGIDO	40, 50, 75, 100, 150mm.
	JUNÇÃO DE REDUÇÃO	PVC RÍGIDO	75x50, 100x75, 100x50, 150x50mm.
	LUA SIMPLES	PVC RÍGIDO	40, 50, 75, 100, 150mm.
	PLUG	PVC RÍGIDO	50, 75, 100mm.
	REDUÇÃO EXCÊNTRICA	PVC RÍGIDO	75x50, 100x75, 100x50, 150x50mm.
	TÊ	PVC RÍGIDO	40, 50, 75, 100, 150mm.
	TÊ DE REDUÇÃO	PVC RÍGIDO	75x50, 100x75, 100x50, 150x50mm.
	BUCHA DE REDUÇÃO LONGA	PVC RÍGIDO	50x40mm.
	CAIXA SIFONADA	PVC RÍGIDO	150x150x50mm.
	RAIO QUADRADO	PVC RÍGIDO	100x53x40mm.

PROPRIETÁRIO:		CNPJ	
PREFEITURA MUNICIPAL DE NOVA ERA		16.819.831/0001-20	
EMPRESA CONTRATADA:		CNPJ	
ALESSANDRO DRUMOND - Engenharia & Arquitetura		19.881.726/ 0001-20	
RESPONSÁVEL TÉCNICO:		CAU	
ALESSANDRO DRUMOND GUERRA DA SILVA		Arquiteto e Urbanista - A82573-5	
E DE RESPONSABILIDADE DO RT O ATENDIMENTO À LEGISLAÇÃO EM VIGOR, ESTANDO O MESMO SUJEITO ÀS PENALIDADES DA LEI			
DETALHE			
PLANTA BAIXA DISTRIBUIÇÃO ESGOTO/PLUVIAL, DETALHES			
USO	UBS TIPO I	DATA	MARÇO/ 2023
TÍTULO	APROVAÇÃO	FOLHA	04/05
ENDEREÇO	AV. NUNO LAGE, Nº 322 - B. SANTA MARIA - NOVA ERA/ MG		