




PLANTA BAIXA TÉRREO – ÁGUA FRIA
escala 1/50




PLANTA BAIXA PAV. TIPO – ÁGUA FRIA
escala 1/50


Legenda	
RP	REGISTRO DE PRESSÃO – 1,10m
RG	REGISTRO DE GAV. COM CANOPLA – 1,80m
LV	LAVATORIO – 0,60m
TQ	TANQUE – 1,10m
CH	CHUVEIRO – 2,10m
DH	DUCHA HIGIÊNICA – 0,40m
PI	PIA (COZINHA) – 0,60m
MQ	MÁQUINA DE LAVAR – 1,10m
VD	VÁLVULA DE DESCARGA – 1,10m
FI	FILTRO – 0,90 m
LL	LAVA LOUÇA – 0,60m

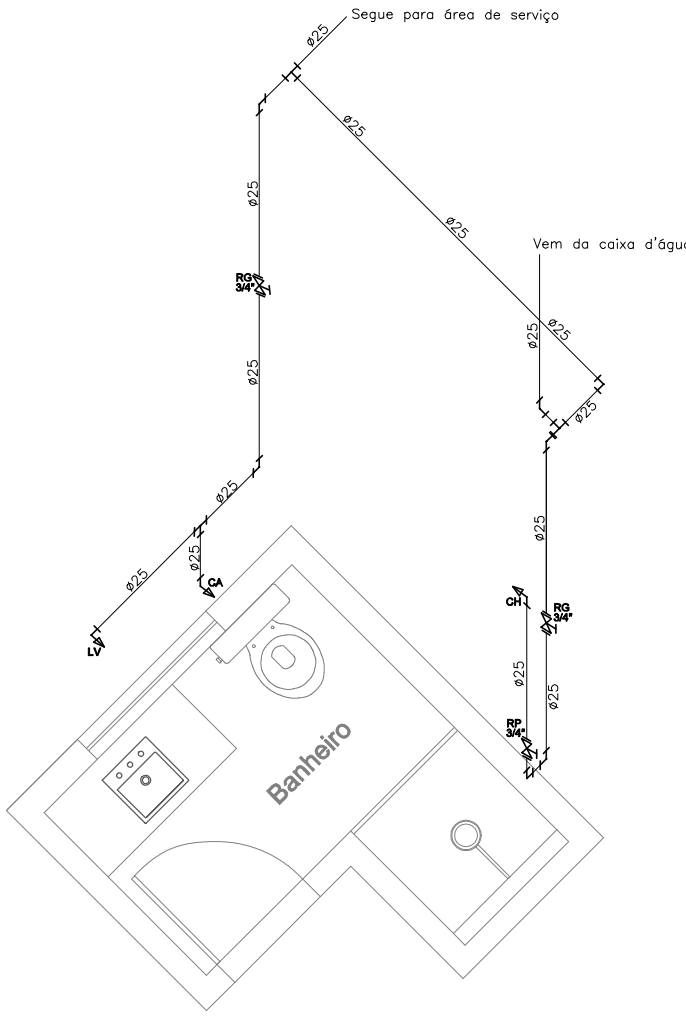


VISTA ISOMÉTRICA 06=07
escala 1/50

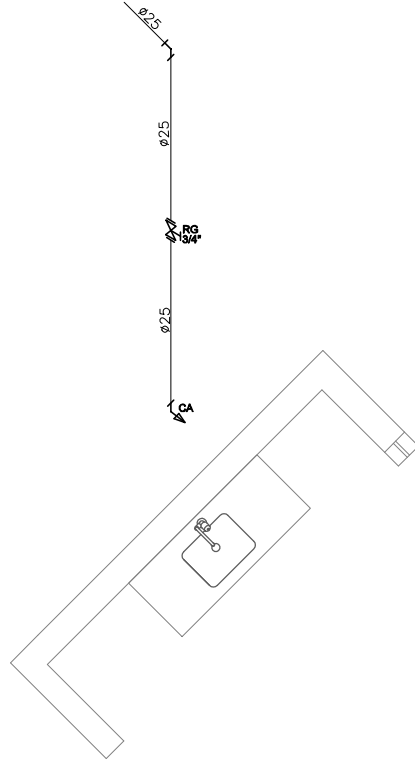


VISTA ISOMÉTRICA 02=05=08=11
escala 1/50

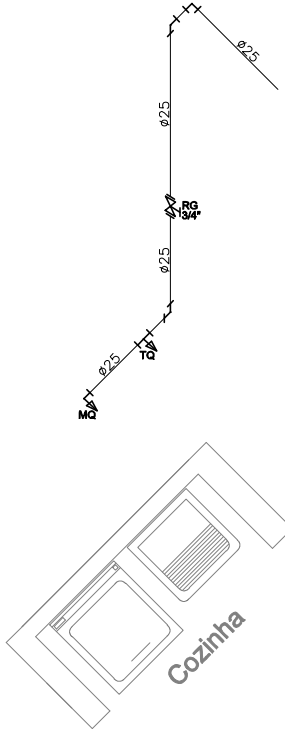

VISTA ISOMÉTRICA 03=10
escala 1/50

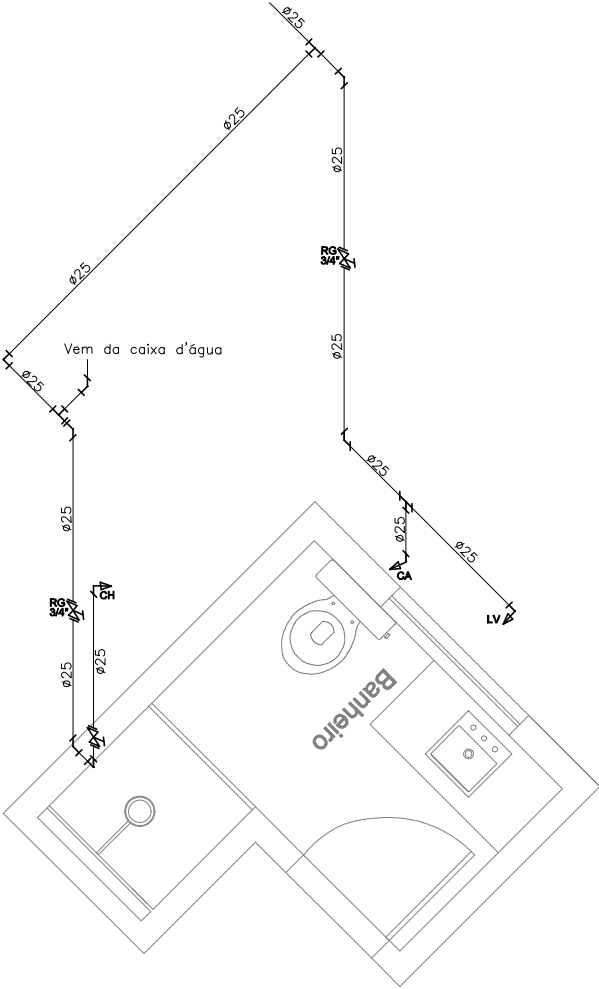

VISTA ISOMÉTRICA 01=12
escala 1/50

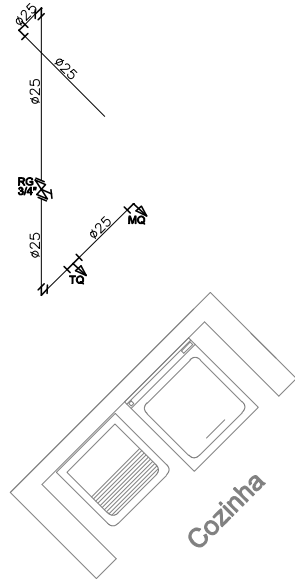

VISTA ISOMÉTRICA 04=09
escala 1/50

PROPRIETÁRIO :		CNPJ
PREFEITURA MUNICIPAL DE NOVA ERA		16.819.831/0001-20
EMPRESA CONTRATADA :		CNPJ
ALESSANDRO DRUMOND - Engenharia & Arquitetura		19.881.726/ 0001-20
RESPONSÁVEL TÉCNICO :		CAU
ALESSANDRO DRUMOND GUERRA DA SILVA		Arquiteto e Urbanista - A82573-5
É DE RESPONSABILIDADE DO RT O ATENDIMENTO À LEGISLAÇÃO EM VIGOR, ESTANDO O MESMO SUJEITO ÀS PENALIDADES DA LEI		
DETALHE		
PLANTA BAIXA ÁGUA FRIA/ BARRILHETE/ ESGOTO, VISTAS ISOMÉTRICAS		
USO	RESIDENCIAL	DATA MARÇO/ 2023
TÍTULO	APROVAÇÃO	FOLHA
ENDEREÇO	RUA FAZENDA DA VARGEM, S/N , SANTANA - NOVA ERA/ MG	
		01/03